


建 筑					暖通		
结 构					给排水		
电 气					工艺		
通 讯					自控		

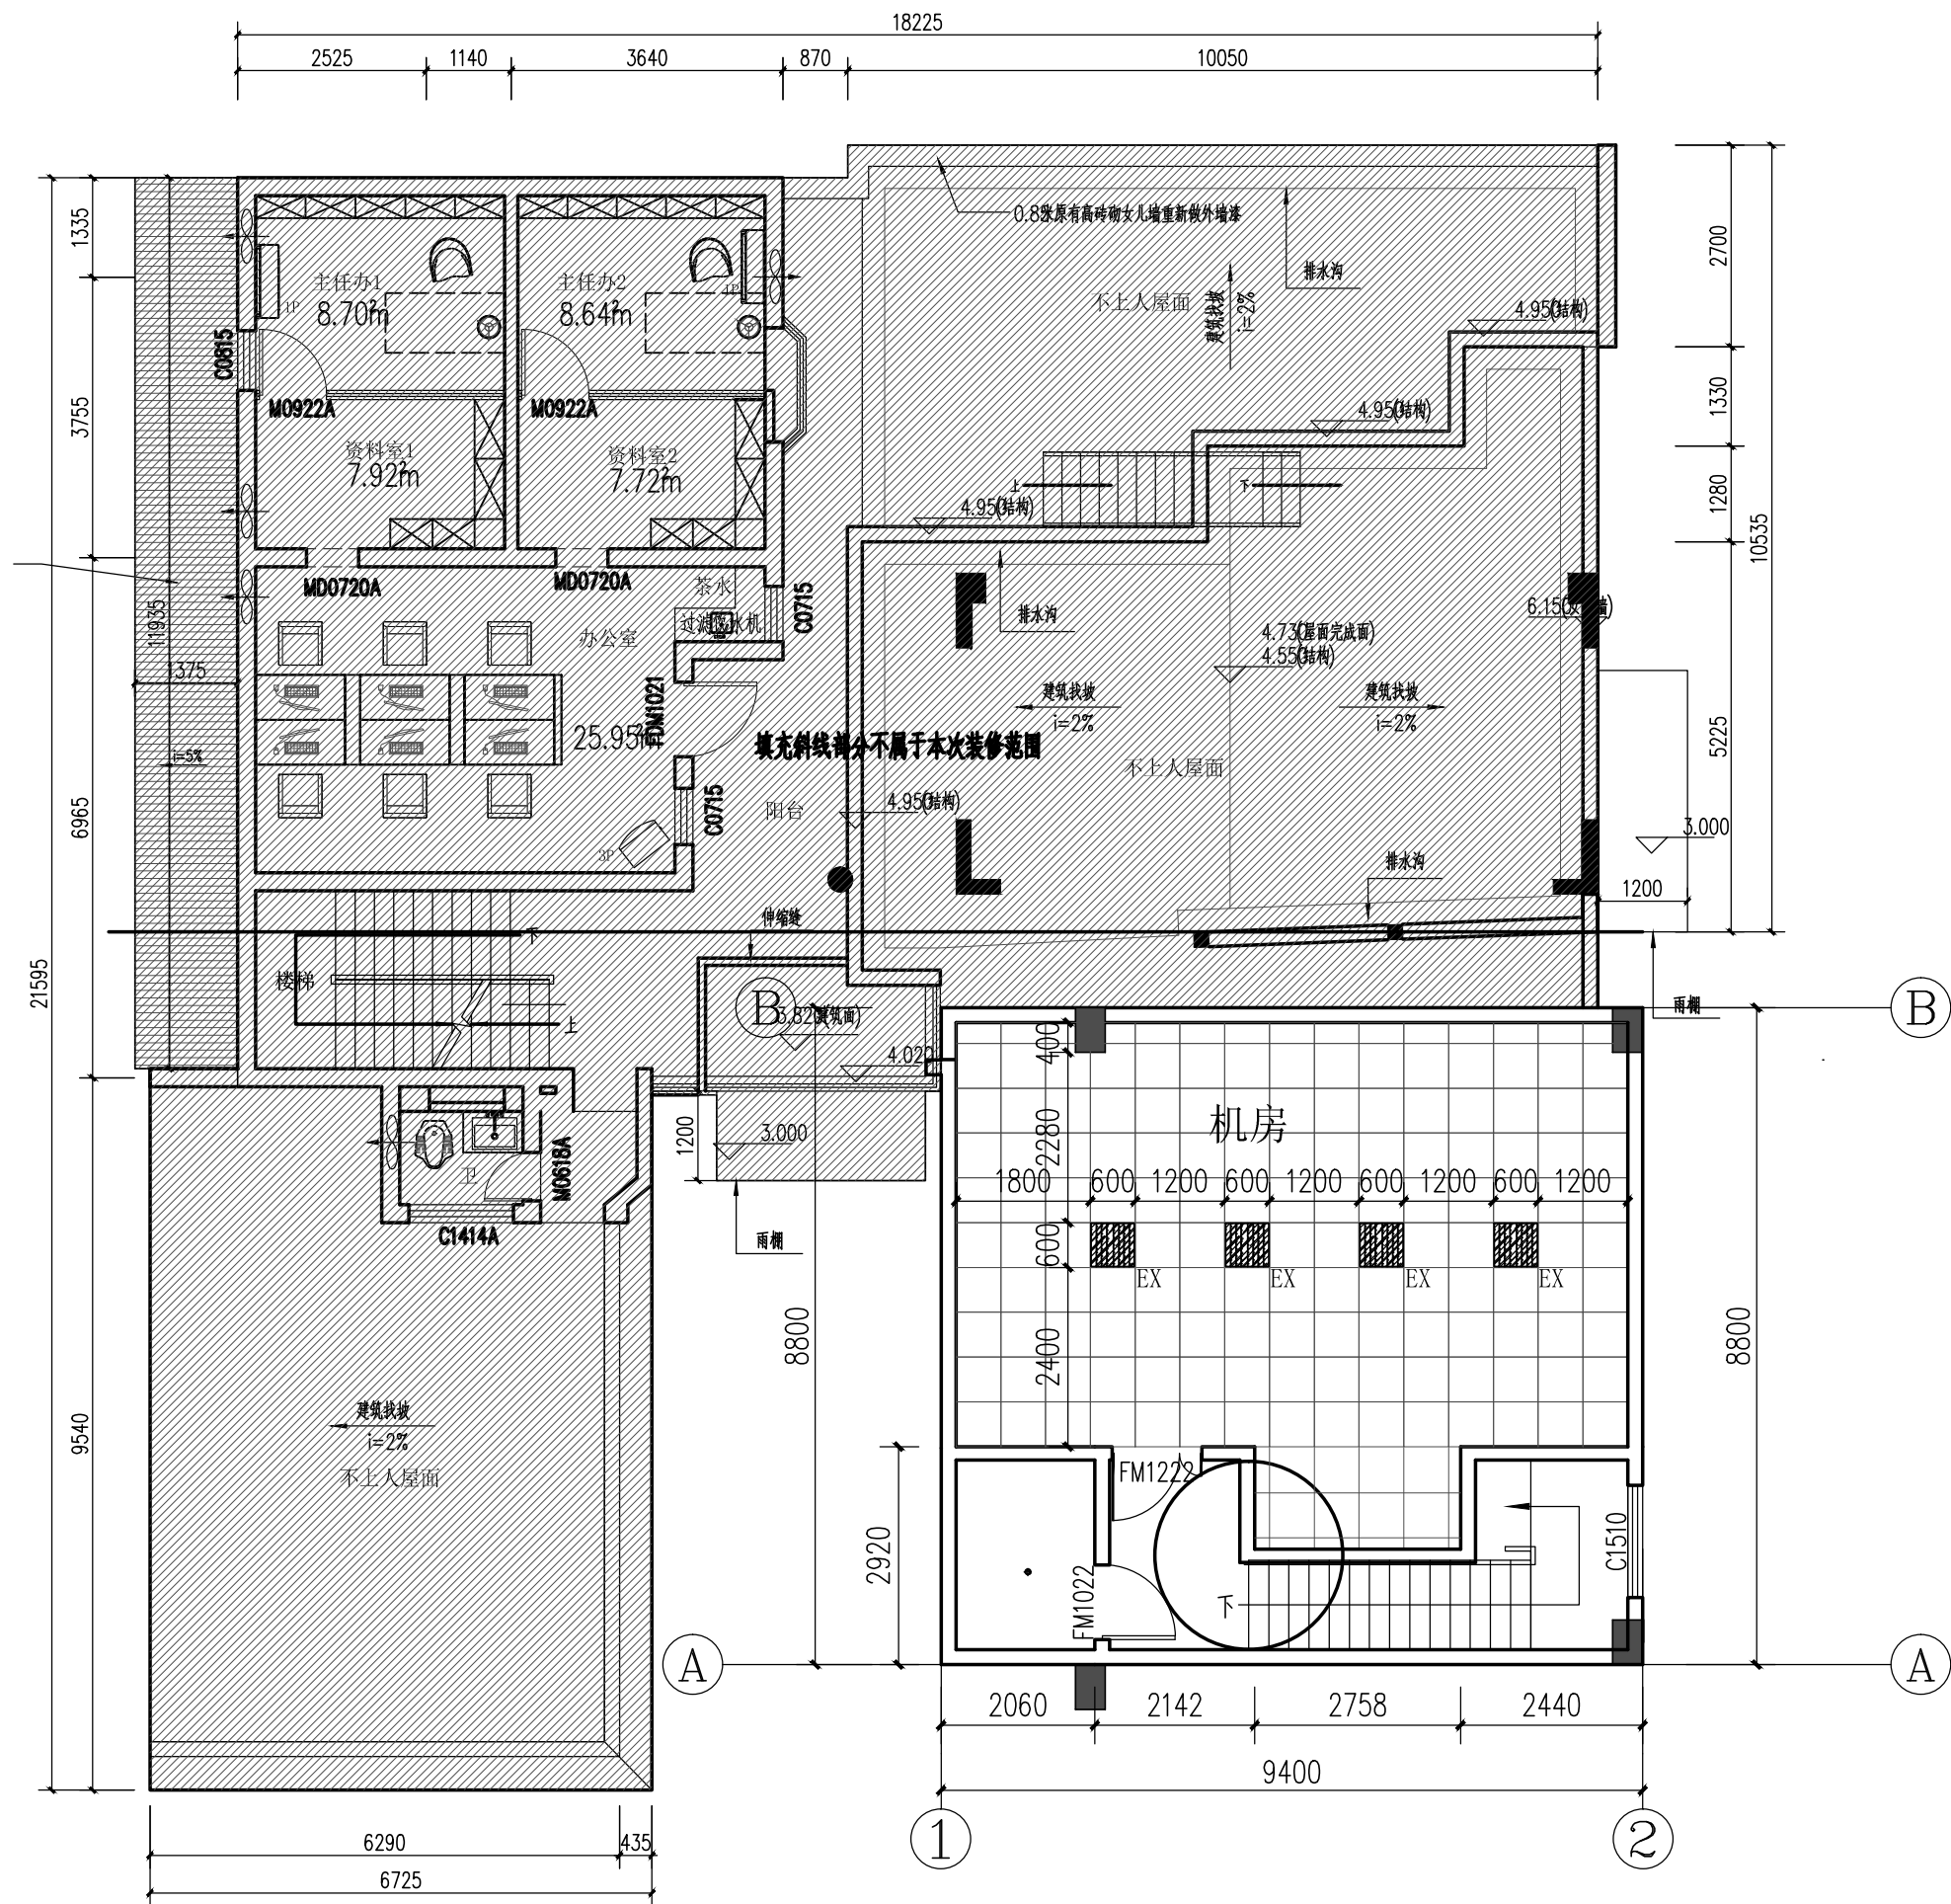

二层灯具定位图 1:100

注：1、填充斜线部分  不在本次设计范围。
2、除图纸说明外，所有家具、家电均不属于本次装修范围，均由甲方另行采购。

图例	说明	功率	色温
	明装筒灯	12W	4000K
	600x600LED灯盘(防爆型)	12W	4000K

说明：功率以物料表为准。

主机房核心区：楼板活荷载标准值 $\geq 8 \sim 10 \text{ kN/m}^2$ ($800 \sim 1000 \text{ kg/m}^2$)，含机柜、精密空调、PS 静态荷载；
电池室/ 钢瓶间：荷载需提升至 $2 \sim 16 \text{ kN/m}^2$ ($200 \sim 1600 \text{ kg/m}^2$)，蓄电池堆叠、气瓶组重量大，需单独核算；

 一方 设计集团 YIFANG DESIGN GROUP 一方设计集团有限公司 Yifang Design Group Co., Ltd				
■ 建筑行业(建筑工程)甲级 证书编号: A144016429 ■ 市政行业(道路工程) 甲级 证书编号: A244016426 ■ 市政行业(给水工程、排水工程、桥梁工程) 乙级 ■ 风景园林工程设计专项乙级 证书编号: A244016426 ■ 公路行业(公路) 专业乙级 证书编号: A144016429 ■ 工程勘察(岩土) 甲级 证书编号: B244016426 ■ 工程测量乙级 证书编号: 乙测资字44511271 ■ 城乡规划编制甲级 证书编号: 自资规甲字24440816 ■ 工程造价咨询(不分级) ■ 工程咨询 备案编号: 914417022409262F-19 ■ 房屋建筑工程监理甲级 证书编号: E144016429 ■ 市政公用工程监理甲级 证书编号: E244016426 ■ 建筑工程施工总承包一级 证书编号: D244257450				
不可按图纸(含CAD文件)量取尺寸。所有尺寸均须通过放样确定。未经同意不得使用、泄露、散布或复制本文件及其资料。 DO NOT SCALE FROM DRAWING(ENCLUDING CAD FILES). ALL DIMENSIONS MUST BE VERIFIED ON SITE. NO USE, DISCLOSURE, DISSEMINATION OR DUPLICATION OF ANY CONTENT IN THIS DOCUMENT IS ALLOWED WITHOUT PRIOR CONSENT.				
本图修改记录 REVISION REMARK				
修改日期 REVISION DATE		修改原因 REVISION REASON		
单位出图专用章 STAMP OF DESIGN FIRM(S)				
注册建筑师执业专用章 STAMP OF REGISTERED ARCHITECT(S)				
设计签署 DESIGN SIGNATURE				
审 定: APPROVED BY		林立文 林文		
项目总负责: PROJECT DIRECTOR		李莹 李莹		
审 核: REVIEWED BY		莫朝晖 莫朝晖		
专业负责: ENGINEER IN CHARGE		李莹 李莹		
校 对: CHECKED BY		谢晓凡 谢晓凡		
设 计: DESIGNED BY		冯邦荣 冯邦荣		
建 设 单 位 CLIENT		江门市人民医院		
工 程 名 称 PROJECT		江门市人民医院信息科 机房建设工程		
单项名称 SUBPROJECT				
图 纸 内 容 TITLE		二层灯具定位图		
设 计 号 PROJECT NO.				
图 别 DRAWING TYPE		装 修	图 号 DRAWING NO.	2F-06
图 幅 MAP		A2	设计阶段 STAGE	施工图
版本号 INDEX		01	日 期 STAGE	2026.05

说明:本图纸在未取得政府相关主管部门批准(如规划部门、消防部门)及施工图审查单位合格证前,不得用于施工。 本专业联系人: 某某 TEL: