


暖通					
给排水					
工艺					
自控					

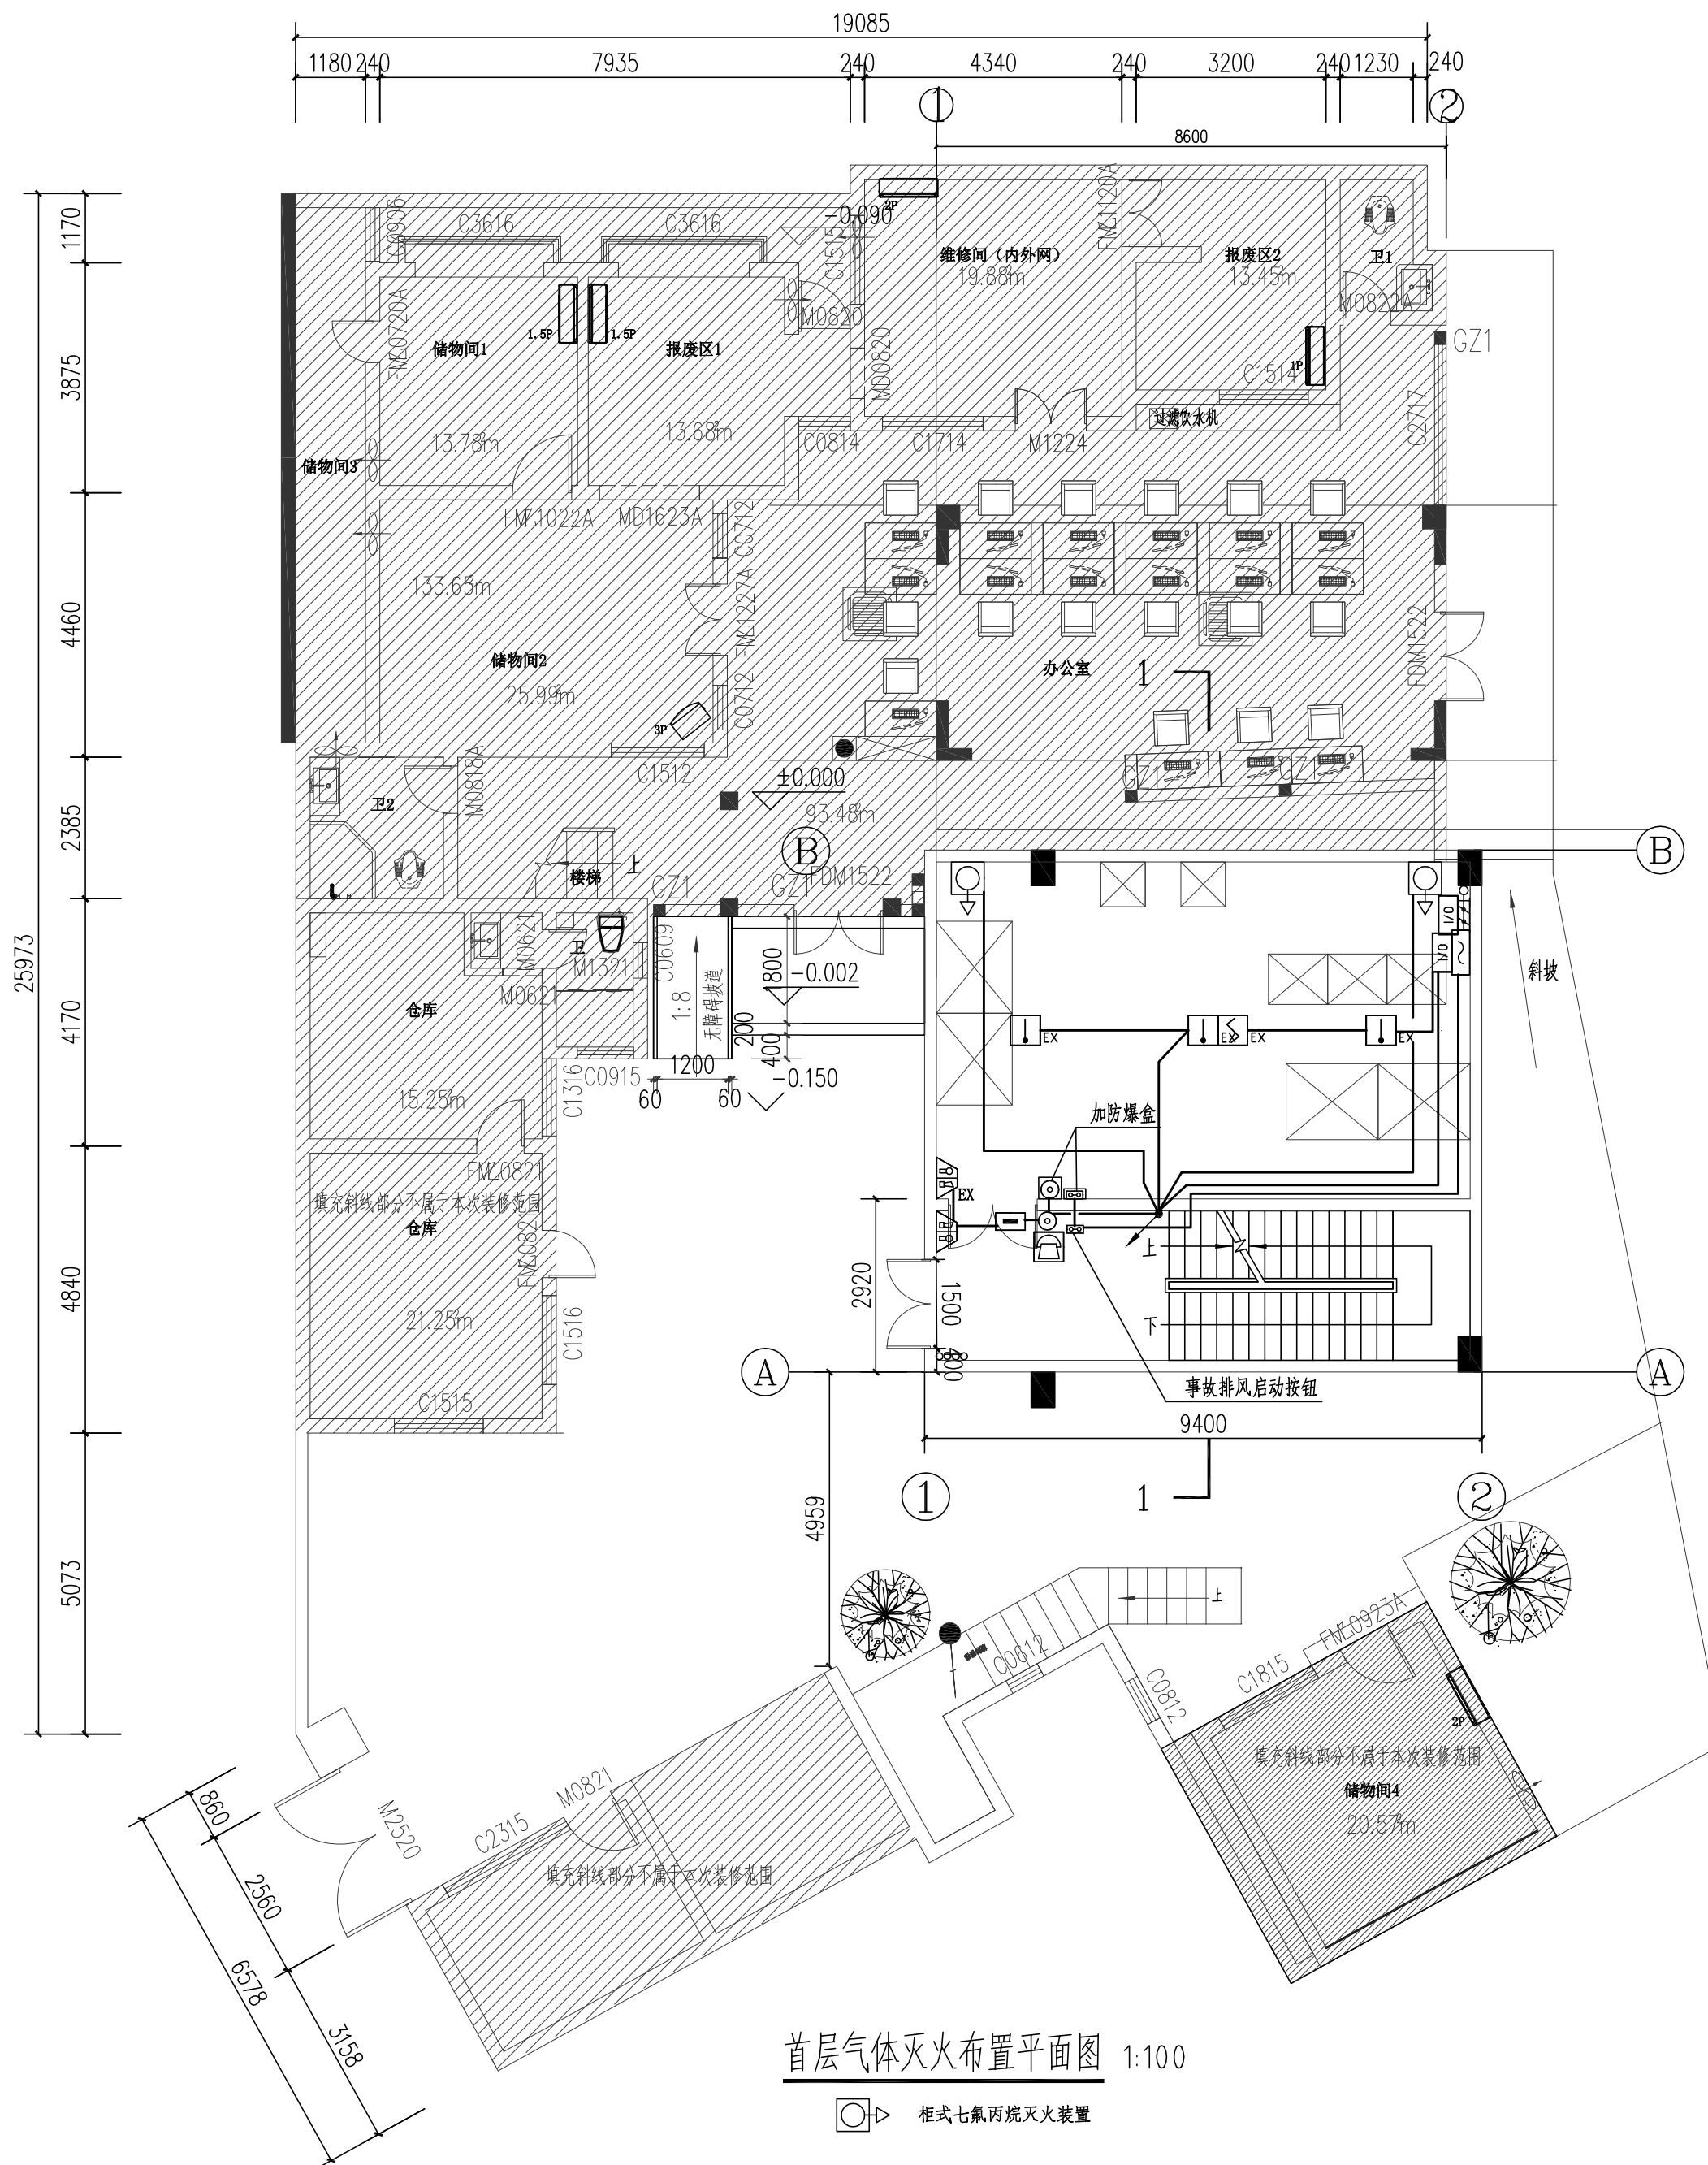

 一方设计集团有限公司 Yifang Design Group Co., Ltd				
■ 建筑行业(建筑工程)甲级 ■ 市政行业(道路工程) 甲级 ■ 市政行业(给水工程、排水工程、桥梁工程) 乙级 ■ 风景园林工程设计专项乙级 ■ 公路行业(公路) 专业乙级 ■ 工程勘察(岩土) 甲级 ■ 工程测量乙级 ■ 城乡规划编制甲级 ■ 工程造价咨询(不分级) ■ 工程咨询 ■ 房屋建筑工程监理甲级 ■ 市政公用工程监理甲级 ■ 建筑工程施工总承包一级 证书编号: A144016429 证书编号: A244016426 证书编号: A244016426 证书编号: A244016426 证书编号: A144016429 证书编号: B244016426 证书编号: 乙测资字44511271 证书编号: 自资规甲字24440616 证书编号: E144016429 证书编号: E244016426 证书编号: D244257450 备案编号: 91441702722409262P-19				
不可按图纸(含CAD文件)量取尺寸。所有尺寸均须通过放样确定。未经同意不得使用、泄露、散布或复制本文件及其内容。 ALL DIMENSIONS MUST BE VERIFIED ON SITE. NO USE, DISCLOSURE, DISSEMINATION OR DUPLICATION OF ANY CONTENT IN THIS DOCUMENT IS ALLOWED WITHOUT PRIOR CONSENT.				
本图修改记录 REVISION REMARK				
修改日期 REVISION DATE		修改原因 REVISION REASON		
单位出图专用章 STAMP OF DESIGN FIRM(S)				
注册建筑师执业专用章 STAMP OF REGISTERED ARCHITECT(S)				
设计签署 DESIGN SIGNATURE				
审定: APPROVED BY		林立文		林波
项目总负责: PROJECT DIRECTOR		李莹		李莹
审核: REVIEWED BY		朱文娟		朱文娟
专业负责: ENGINEER IN CHARGE		朱文娟		朱文娟
校对: CHECKED BY		李支柏		李支柏
设计: DESIGNED BY		冯新锋		冯新锋
建设单位 CLIENT		江门市人民医院		
工程名称 PROJECT		江门市人民医院信息科 机房建设工程		
单项名称 SUBPROJECT				
图 纸 内 容 TITLE		首层气体灭火布置平面图		
设计号 PROJECT NO.				
图 别 DRAWING TYPE		电 施	图 号 DRAWING NO.	DS-08
图 幅 MAP		A2	设计阶段 STAGE	施工图
版本号 INDEX		01	日期 STAGE	2026.05

注:本图纸在未取得政府相关主管部门批准(如规划部门、消防部门)及施工图审查单位合格证前,不得用于施工。本专业联系人:某某 TEL: