


暖通	给水	排水	电气	自控
建筑	结构	电气	通信	

序号	图例	设备名称
1	[PDU]	智能PDU
2	[UPS]	UPS电池传感器
3	[PH]	电量仪
4	[CRAD]	精密空调传感器
5	[T/H]	温湿度传感器
6	[LEAK]	定位漏水控制器
7	[H2]	氢气传感器
8	[FJE]	排风机监测传感器
9	[BMTR]	蓄电池网关
10	[FAU]	嵌入式采集器

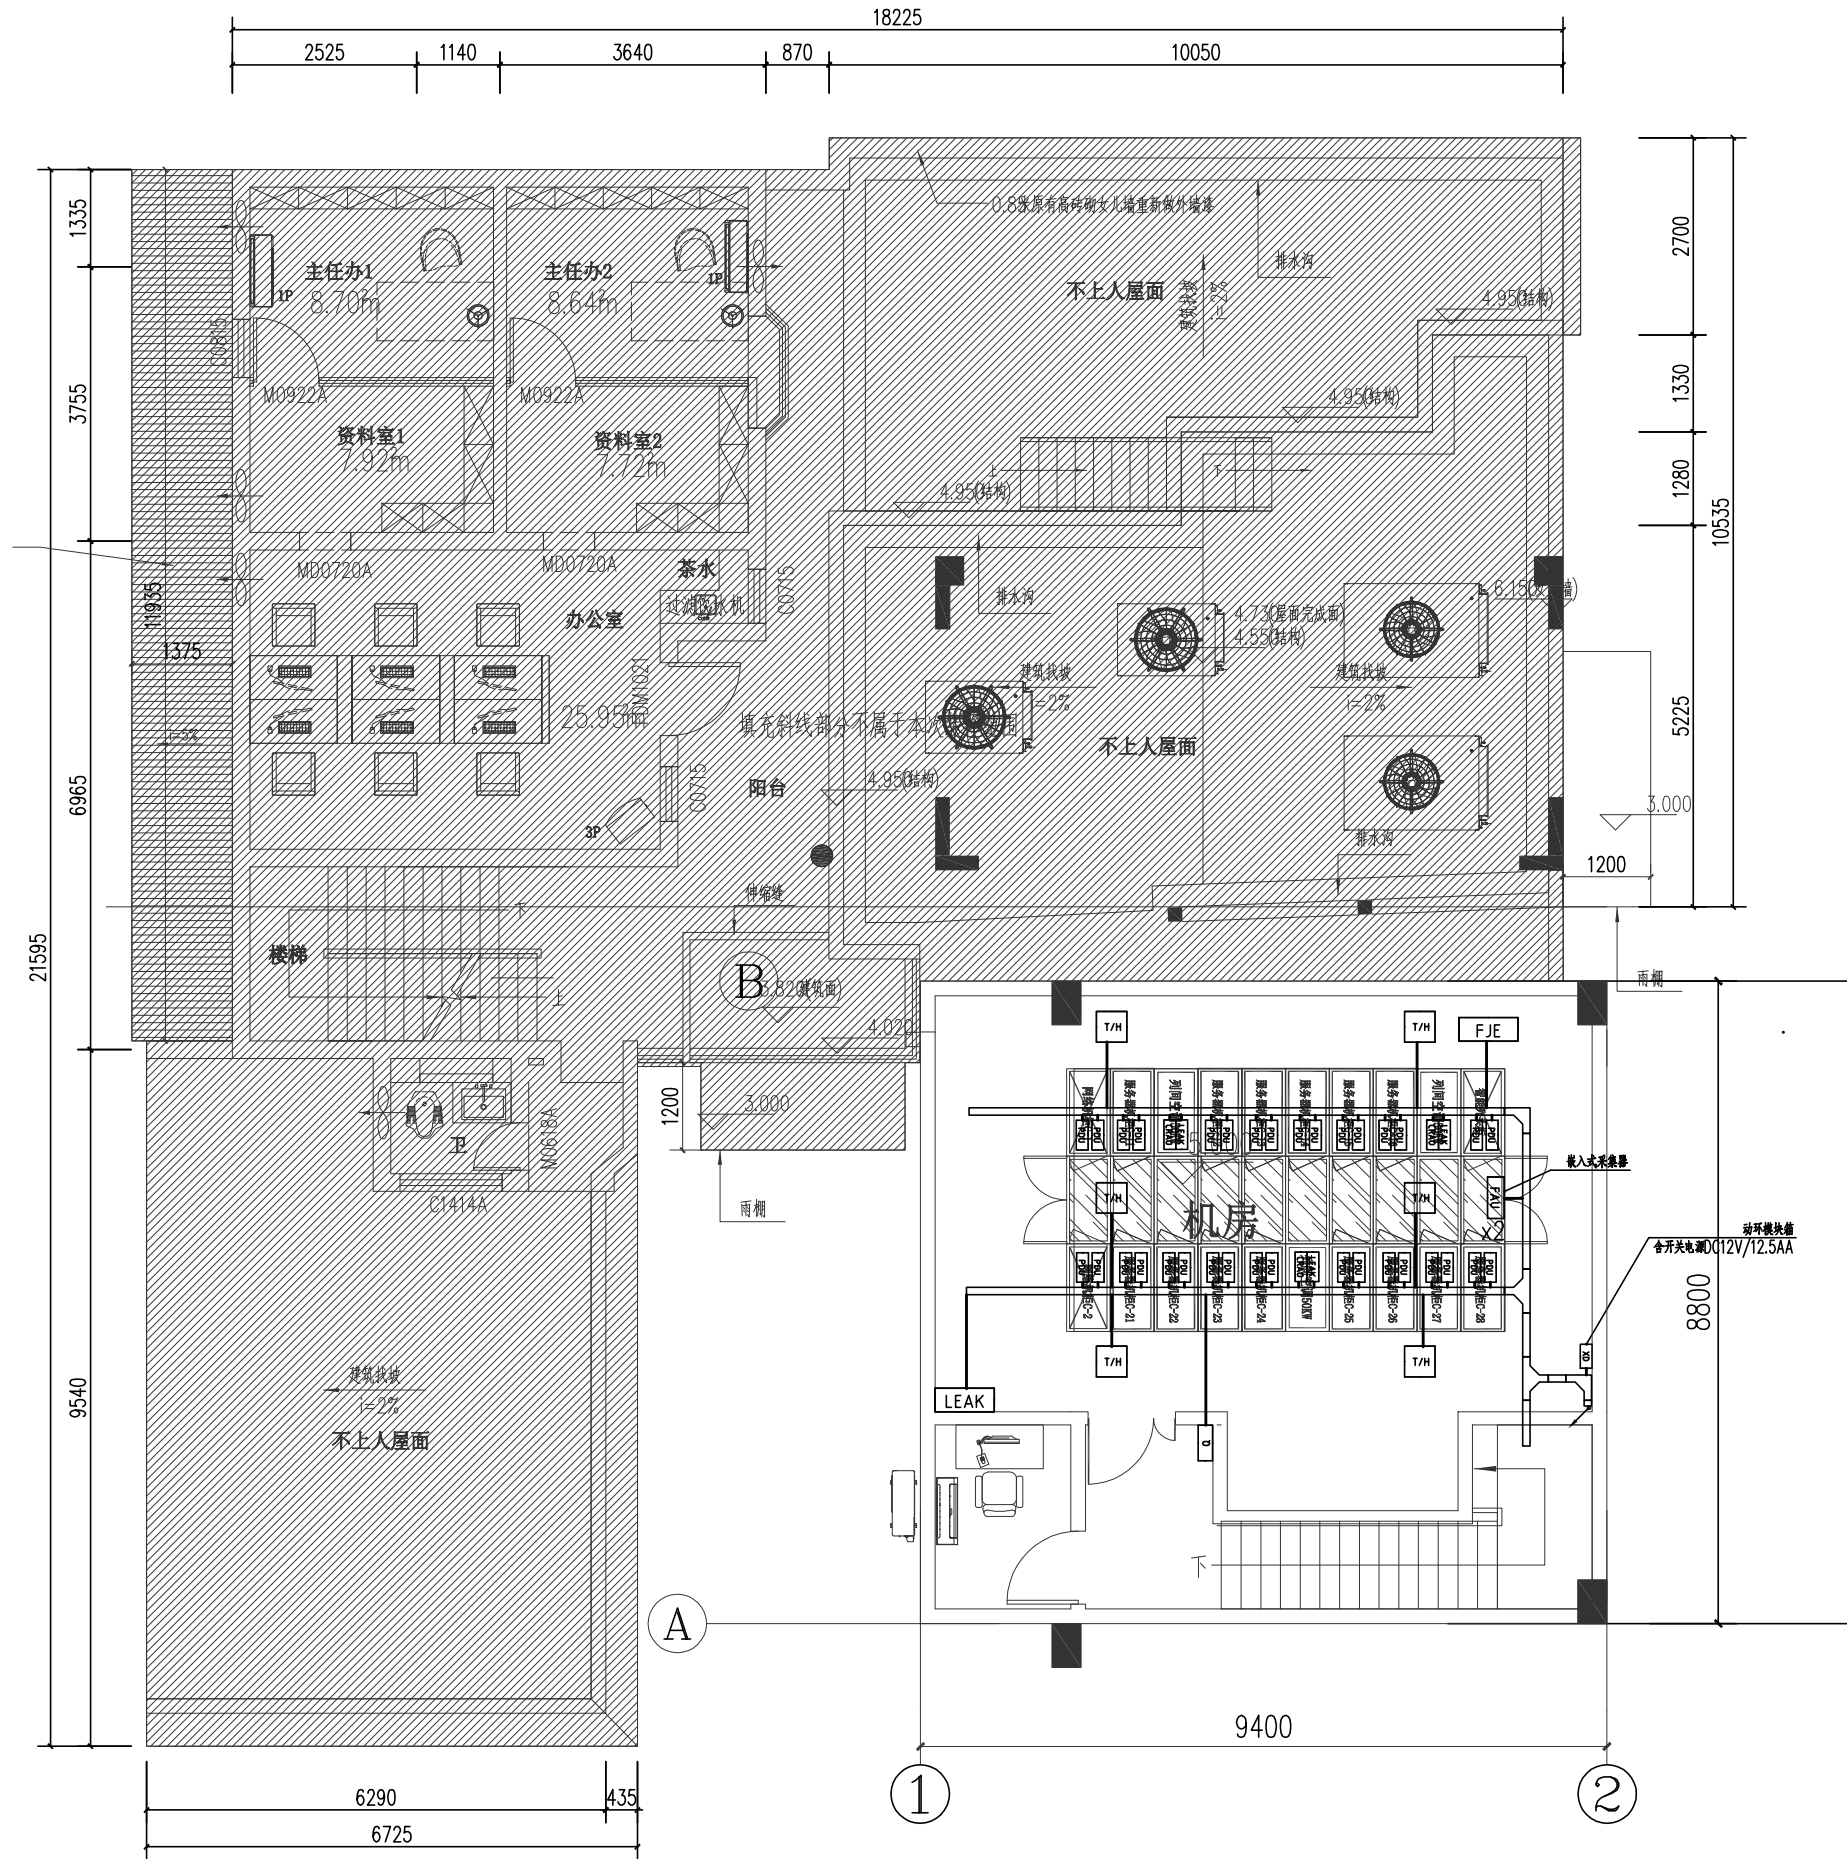

二层动环平面图 1:100



一方设计集团有限公司
Yifang Design Group Co., Ltd

- 建筑行业(建筑工程)甲级 证书编号: A144016429
- 市政行业(道路工程) 甲级 证书编号: A244016426
- 市政行业(给水工程、排水工程、桥梁工程) 乙级 证书编号: A244016426
- 风景园林工程设计专项乙级 证书编号: A244016429
- 公路行业(公路) 专业乙级 证书编号: A144016429
- 工程勘察(岩土) 甲级 证书编号: B244016426
- 工程测量乙级 证书编号: 乙测资字44511271
- 城乡规划编制甲级 证书编号: 自资规甲字24440816
- 工程造价咨询(不分级) 证书编号: 乙测资字44511271
- 工程咨询 备案编号: 91441702722409262F-19
- 房屋建筑工程监理甲级 证书编号: E144016429
- 市政公用工程监理甲级 证书编号: B244016426
- 建筑工程施工总承包一级 证书编号: D244257450

不可按图纸(含CAD文件)量取尺寸。所有尺寸均须通过放样确定。未经同意不得使用、泄露、散布或复制本文
仿及其资料 FROM DRAWING(INCLUDING CAD FILES)
ALL DIMENSIONS MUST BE VERIFIED ON SITE. NO USE, DISCLOSURE, DISSEMINATION OR DUPLICATION OF ANY CONTENT IN THIS DOCUMENT IS ALLOWED WITHOUT PRIOR CONSENT.

本图修改记录
REVISION REMARK

修改日期 REVISION DATE	修改原因 REVISION REASON
-----------------------	-------------------------

单位出图专用章 | STAMP OF DESIGN FIRM(S)

注册建筑师执业专用章 | STAMP OF REGISTERED ARCHITECT(S)

设计签署
DESIGN SIGNATURE

审 定: APPROVED BY	林立文	林文
项目总负责: PROJECT DIRECTOR	李莹	李莹
审 核: REVIEWED BY	朱文娟	朱文娟
专业负责: ENGINEER IN CHARGE	朱文娟	朱文娟
校 对: CHECKED BY	李支柏	李支柏
设 计: DESIGNED BY	冯新锋	冯新锋

建 设 单 位 CLIENT	江门市人民医院
----------------------	---------

工 程 名 称 PROJECT	江门市人民医院信息科 机房建设工程
-----------------------	----------------------

单项名称 SUBPROJECT	
--------------------	--

图 纸 内 容 TITLE	二层动环平面图
---------------------	---------

设 计 号 PROJECT NO.	
----------------------	--

图 别 DRAWING TYPE	电 施	图 号 DRAWING NO.	DS-15
---------------------	-----	--------------------	-------

图 幅 MAP	A2	设计阶段 STAGE	施工图
------------	----	---------------	-----

版 本 号 INDEX	01	日 期 STAGE	2026.05
----------------	----	--------------	---------

注明:本图纸在未取得政府相关主管部门批准(如规划部门、消防部门)及施工图审查单位合格证前,不得用于施工。 本专业联系人: 某 某 TEL: