
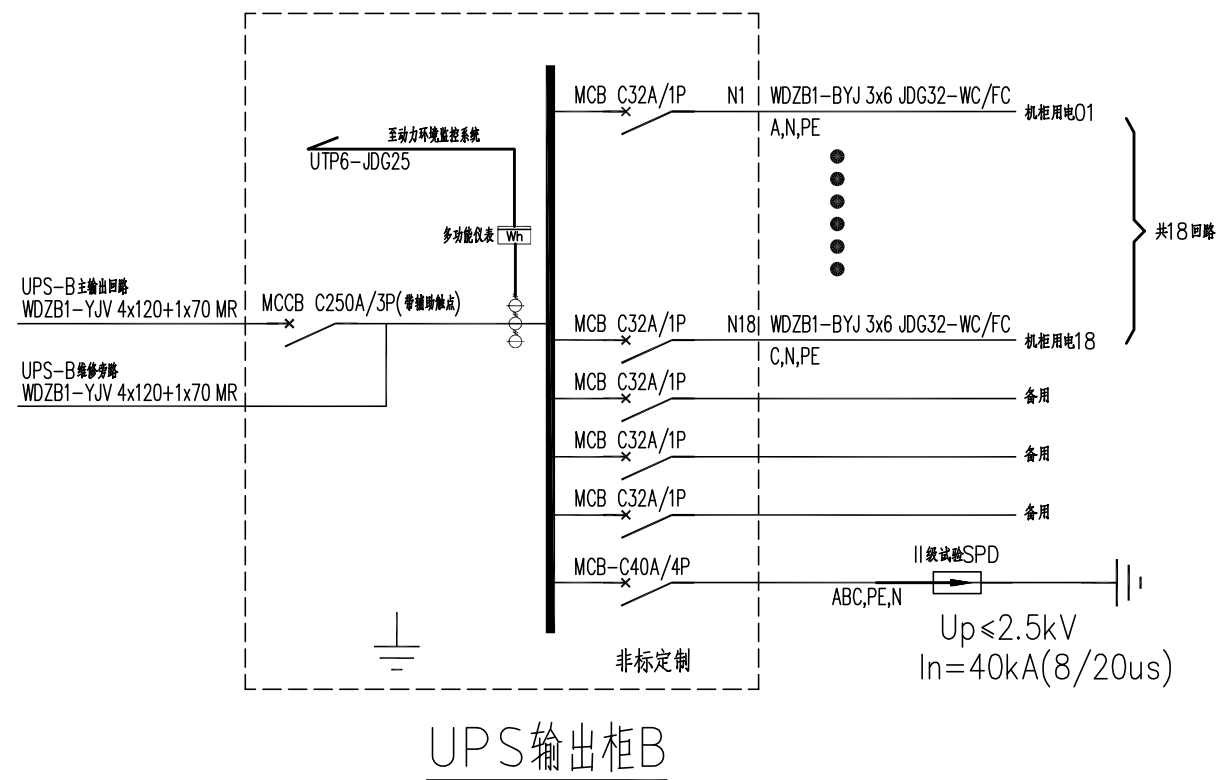
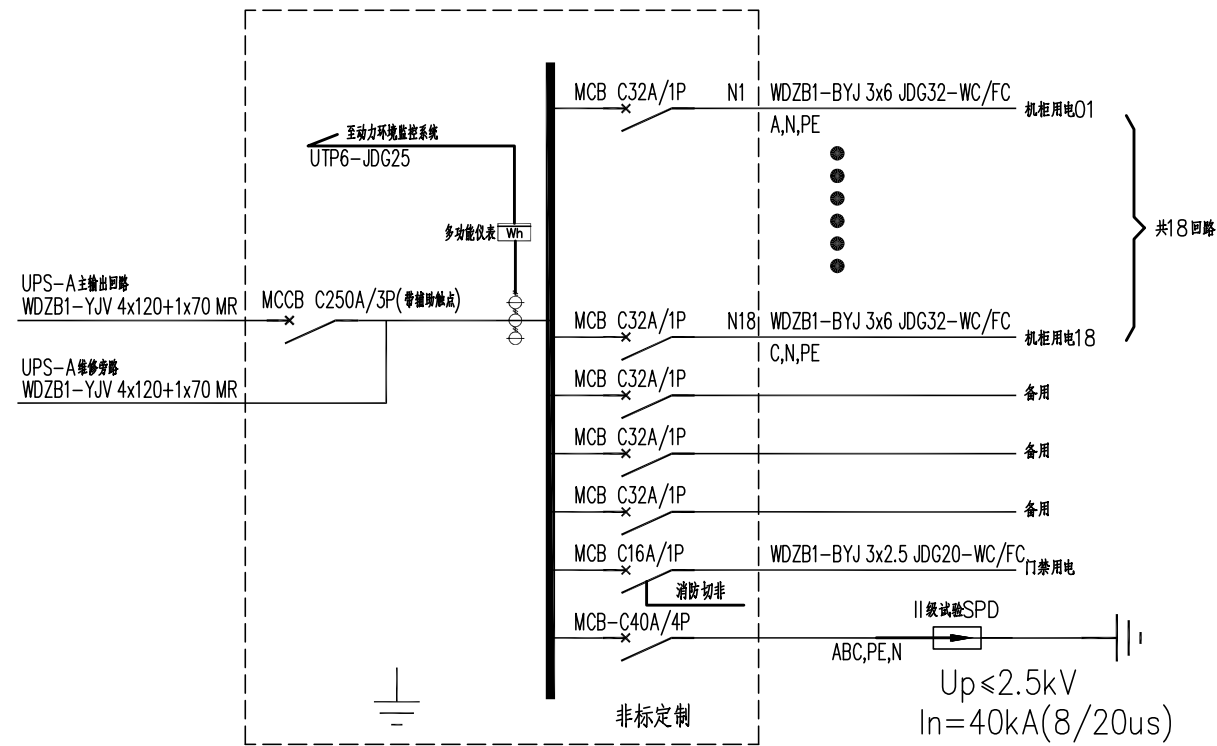


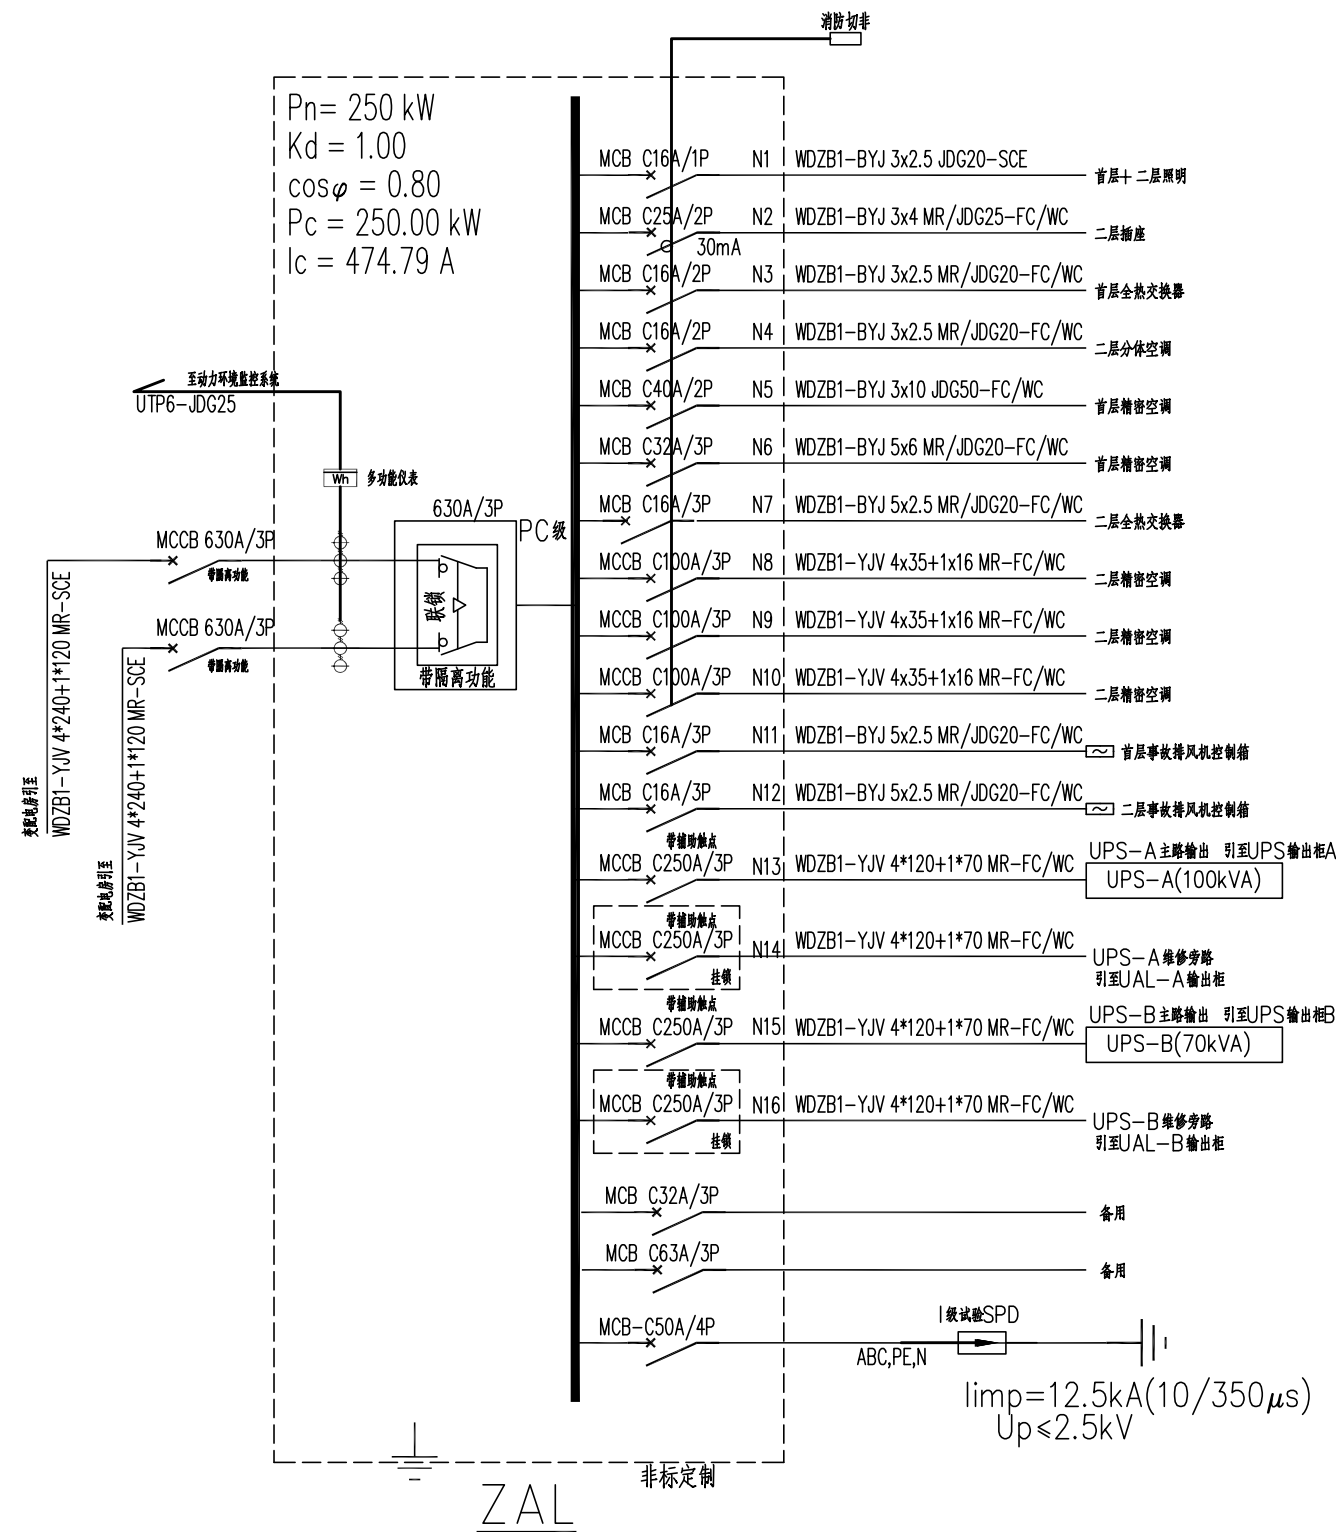

事故排风机控制箱

设备房风机控制要求:可参考图集16D303-2中P89、90

1、现场手动控制;2、运行状态显示及反馈;3、报警状态显示及反馈;

4、事故时,由事故信号自动控制启动,也可由设于保护区门内、门外的控制按钮手动控制启停;

5、当按钮盒位于爆炸危险环境时,其设备选型及电气安装应满足爆炸危险场所电气安装要求。

 一方设计集团 一方设计集团有限公司 Yifang Design Group Co., Ltd				
■ 建筑行业(建筑工程)甲级 证书编号: A144016429 ■ 市政行业(道路工程)甲级 证书编号: A244016426 ■ 市政行业(给水工程、排水工程、桥梁工程)乙级 ■ 风景园林工程设计专项乙级 证书编号: A244016426 ■ 公路行业(公路)专业乙级 证书编号: A144016429 ■ 工程勘察(岩土)甲级 证书编号: B244016426 ■ 工程测量乙级 证书编号: 乙测资字44511271 ■ 城乡规划编制甲级 证书编号: 自资规甲字24440816 ■ 工程造价咨询(不分级) ■ 工程咨询 备案编号: 91441702722409262F-19 ■ 房屋建筑工程监理甲级 证书编号: E144016429 ■ 市政公用工程监理甲级 证书编号: E244016426 ■ 建筑工程施工总承包一级 证书编号: D244257450				
不可按图纸(含CAD文件)量取尺寸。所有尺寸均须通过放样确定。未经同意不得使用、泄露、散布或复制本文 所有尺寸均须通过放样确定。未经同意不得使用、泄露、散布或复制本文 ALL DIMENSIONS MUST BE VERIFIED ON SITE. NO USE, DISCLOSURE, DISSEMINATION OR DUPLICATION OF ANY CONTENT IN THIS DOCUMENT IS ALLOWED WITHOUT PRIOR CONSENT.				
本图修改记录 REVISION RECORD				
修改日期 REVISION DATE		修改原因 REVISION REASON		
单位出图专用章 STAMP OF DESIGN FIRM(S)				
注册建筑师执业专用章 STAMP OF REGISTERED ARCHITECT(S)				
设计签署 DESIGN SIGNATURE				
审 定: APPROVED BY		林立文		林立文
项目总负责: PROJECT DIRECTOR		李莹		李莹
审 核: REVIEWED BY		朱文娟		朱文娟
专业负责: ENGINEER IN CHARGE		朱文娟		朱文娟
校 对: CHECKED BY		李支柏		李支柏
设 计: DESIGNED BY		冯新锋		冯新锋
建 设 单 位 CLIENT		江门市人民医院		
工 程 名 称 PROJECT		江门市人民医院信息科 机房建设工程		
单项名称 SUBPROJECT				
图 纸		配电系统图		
内 容 TITLE				
设 计 号 PROJECT NO.				
图 别 DRAWING TYPE		电 施	图 号 DRAWING NO.	DS-02
图 幅 MAP		A2	设计阶段 STAGE	施工图
版 本 号 INDEX		01	日 期 STAGE	2026.05