


|    |     |    |    |
|----|-----|----|----|
| 暖通 | 给排水 | 工艺 | 自控 |
| 建筑 | 结构  | 电气 | 通讯 |

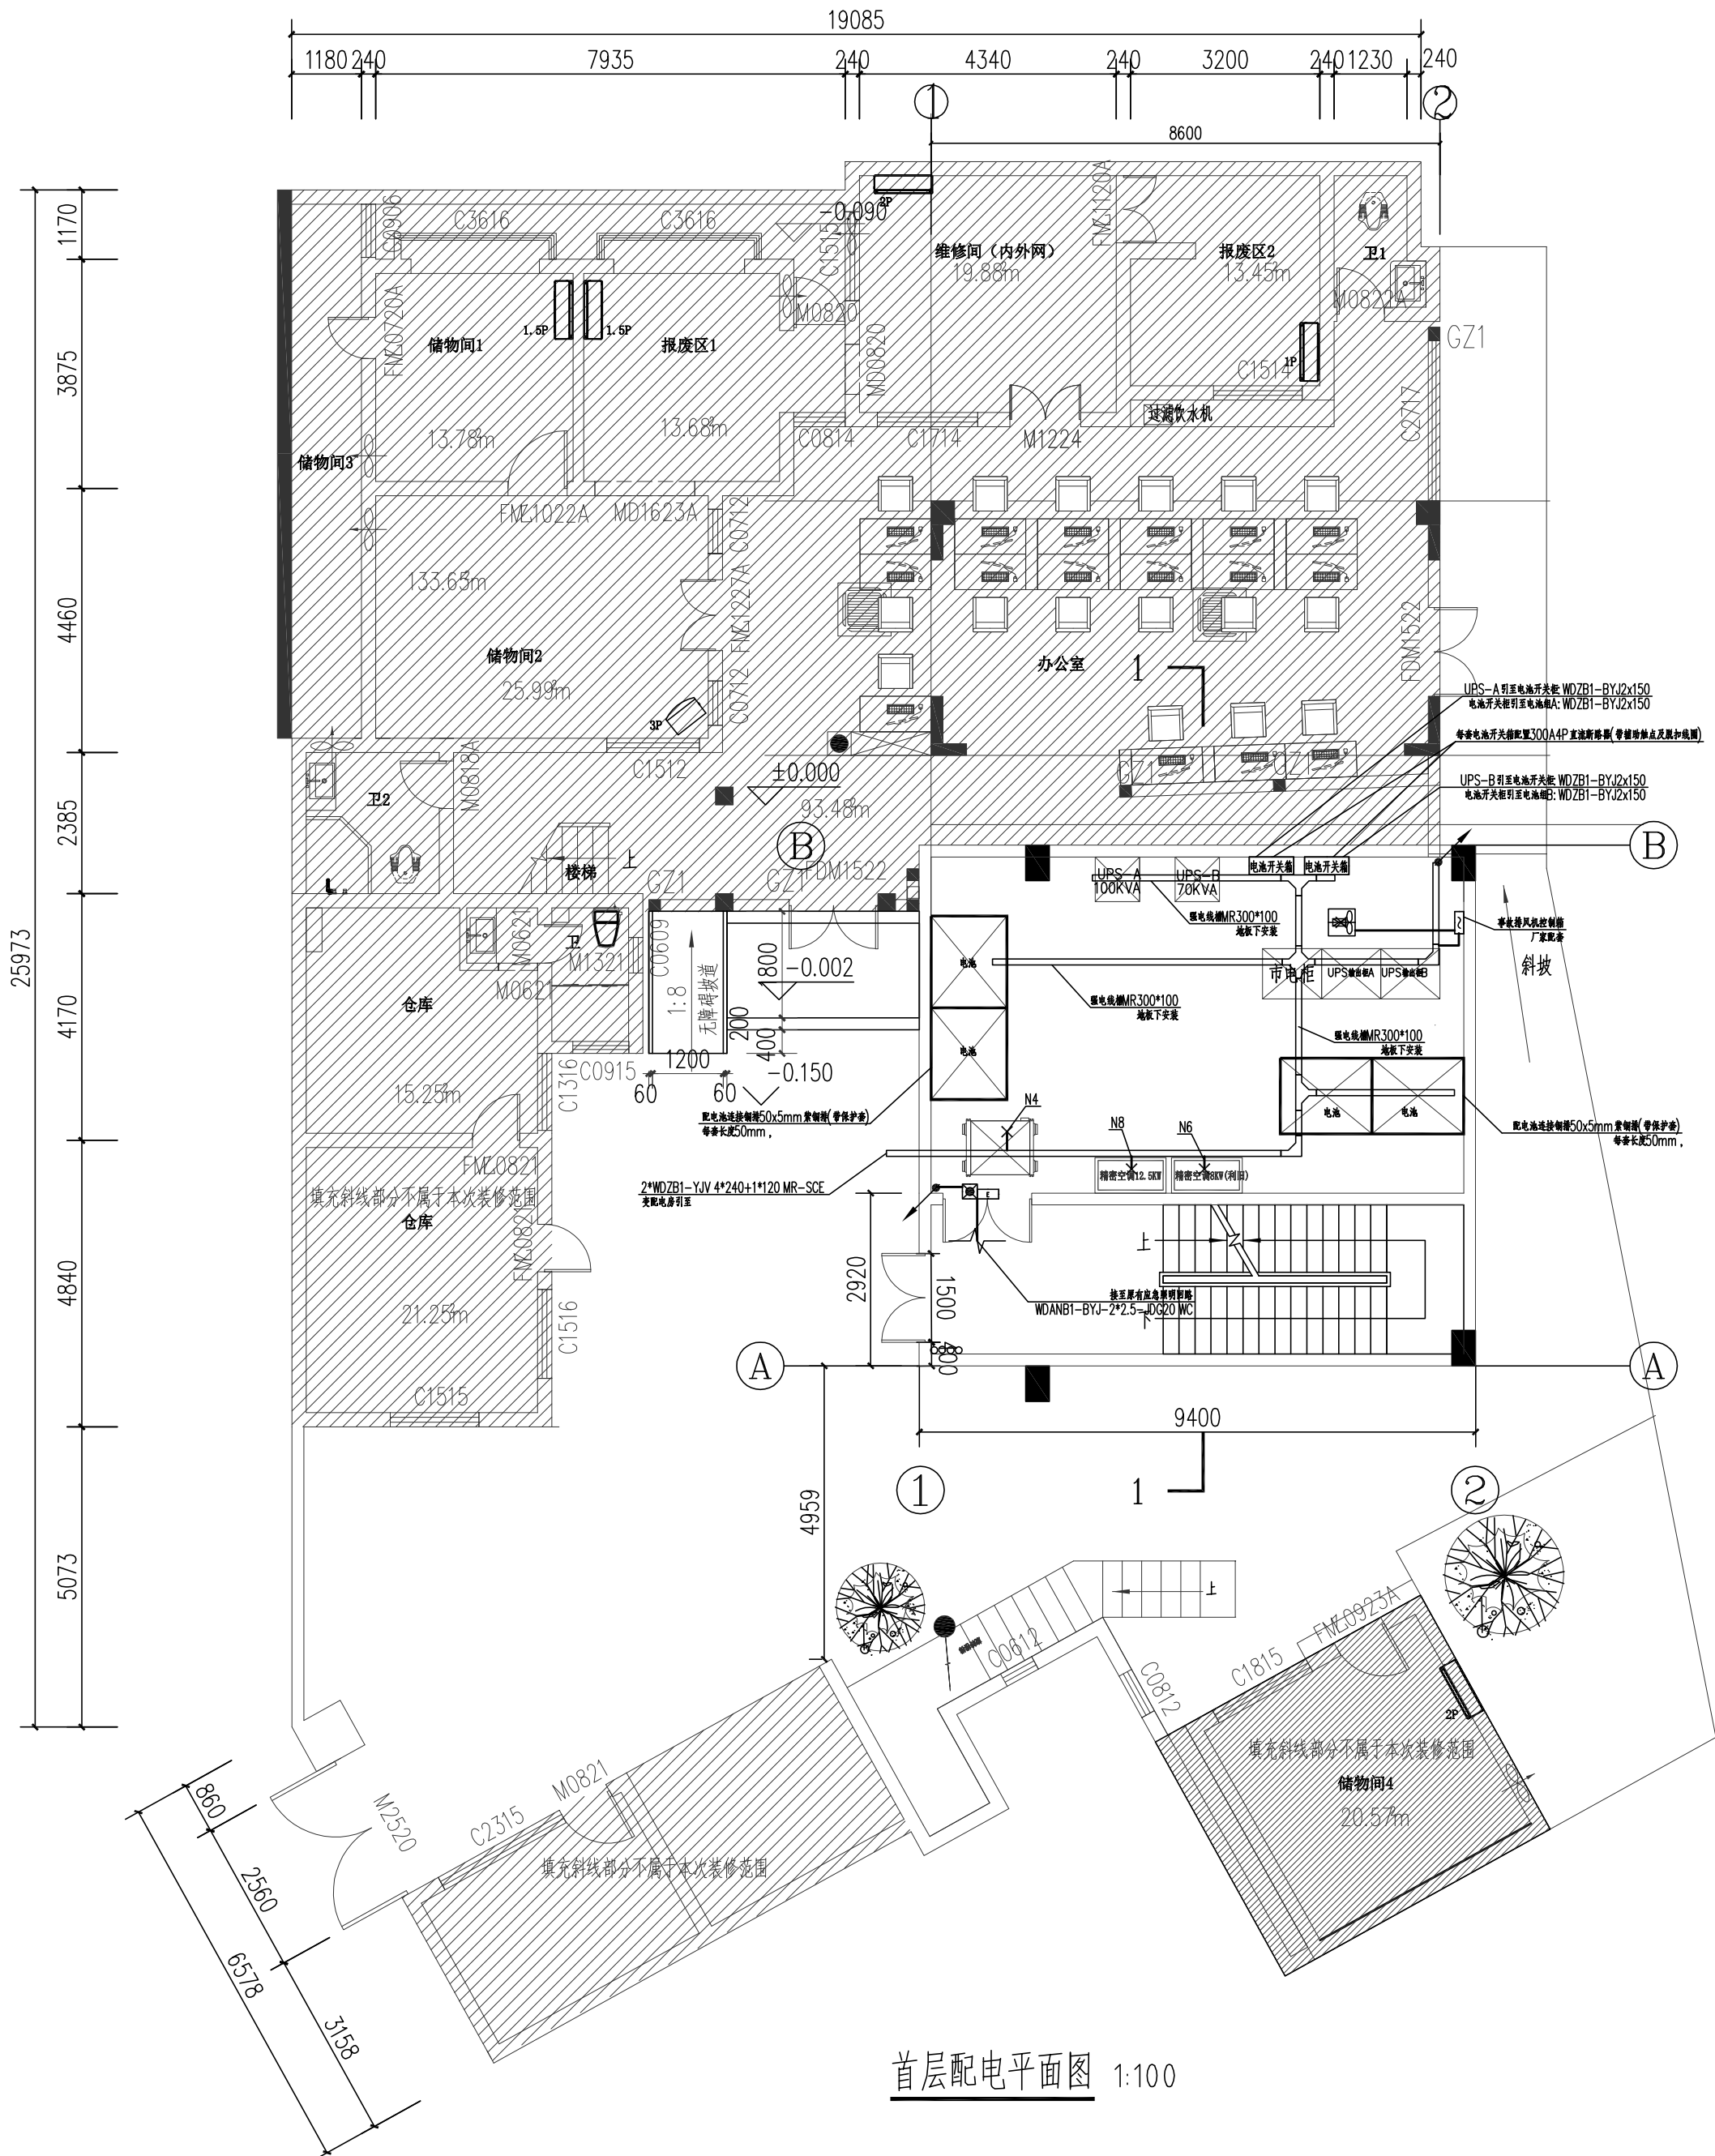

首层配电平面图 1:100

| 序号 | 图例 | 设备名称             | 型号及规格               | 数量 | 单位 | 安装方式       | 功能参数          | 备注              |
|----|----|------------------|---------------------|----|----|------------|---------------|-----------------|
| 1  |    | 疏散出口标志灯          | 36V, LED光源1W, 4000K | 按需 | 个  | 门框上方0.2m壁装 | 巡检、常亮、频闪      | 持续型, 光通量≥80lm/W |
| 2  |    | 壁装型集中电源疏散照明灯(A型) | 36V, LED光源3W, 4000K | 按需 | 个  | 底标高h=2.4m  | 应急照明、巡检、开灯、灭灯 | 应急型, 光通量≥80lm/W |



一方设计集团有限公司  
Yifang Design Group Co., Ltd

- 建筑行业(建筑工程)甲级 证书编号: A144016429
- 市政行业(道路工程)甲级 证书编号: A244016426
- 市政行业(给水工程、排水工程、桥梁工程)乙级 证书编号: A244016426
- 风景园林工程设计专项乙级 证书编号: A244016429
- 公路行业(公路)专业乙级 证书编号: A144016429
- 工程勘察(岩土)甲级 证书编号: B244016426
- 工程测量乙级 证书编号: 乙测资字44511271
- 城乡规划编制甲级 证书编号: 自资规甲字24440816
- 工程造价咨询(不分级)
- 工程咨询 备案编号: 91441702722409262F-19
- 房屋建筑工程监理甲级 证书编号: E144016429
- 市政公用工程监理甲级 证书编号: E244016426
- 建筑工程施工总承包一级 证书编号: D244257450

不可按图纸(含CAD文件)量取尺寸。所有尺寸均须通过放样确定。未经同意不得使用、泄露、散布或复制本文  
仿及其资料  
ALL DIMENSIONS MUST BE VERIFIED ON SITE. NO USE, DISCLOSURE, DISSEMINATION OR DUPLICATION OF ANY CONTENT IN THIS DOCUMENT IS ALLOWED WITHOUT PRIOR CONSENT.

本图修改记录  
REVISION REMARK

| 修改日期<br>REVISION DATE | 修改原因<br>REVISION REASON |
|-----------------------|-------------------------|
|-----------------------|-------------------------|

单位出图专用章 | STAMP OF DESIGN FIRM(S)

注册建筑师执业专用章 | STAMP OF REGISTERED ARCHITECT(S)

设计签署  
DESIGN SIGNATURE

|                             |     |     |
|-----------------------------|-----|-----|
| 审 定:<br>APPROVED BY         | 林立文 | 林立文 |
| 项目总负责:<br>PROJECT DIRECTOR  | 李莹  | 李莹  |
| 审 核:<br>REVIEWED BY         | 朱文娟 | 朱文娟 |
| 专业负责:<br>ENGINEER IN CHARGE | 朱文娟 | 朱文娟 |
| 校 对:<br>CHECKED BY          | 李支柏 | 李支柏 |
| 设 计:<br>DESIGNED BY         | 冯新锋 | 冯新锋 |

建 设  
单 位  
CLIENT

江门市人民医院

工 程  
名 称  
PROJECT

江门市人民医院信息科  
机房建设工程

单项名称  
SUBPROJECT

图 纸  
内 容  
TITLE

首层配电平面图

设计号  
PROJECT NO.

| 图 别<br>DRAWING TYPE | 电 施 | 图 号<br>DRAWING NO. | DS-03   |
|---------------------|-----|--------------------|---------|
| 图 幅<br>MAP          | A2  | 设计阶段<br>STAGE      | 施工图     |
| 版 本 号<br>INDEX      | 01  | 日 期<br>STAGE       | 2026.05 |

注明:本图纸在未取得政府相关主管部门批准(如规划部门、消防部门)及施工图审查单位合格证前,不得用于施工。 本专业联系人: 某 某 TEL: