


暖通	给排水	工艺	自控
建筑	结构	电气	通讯

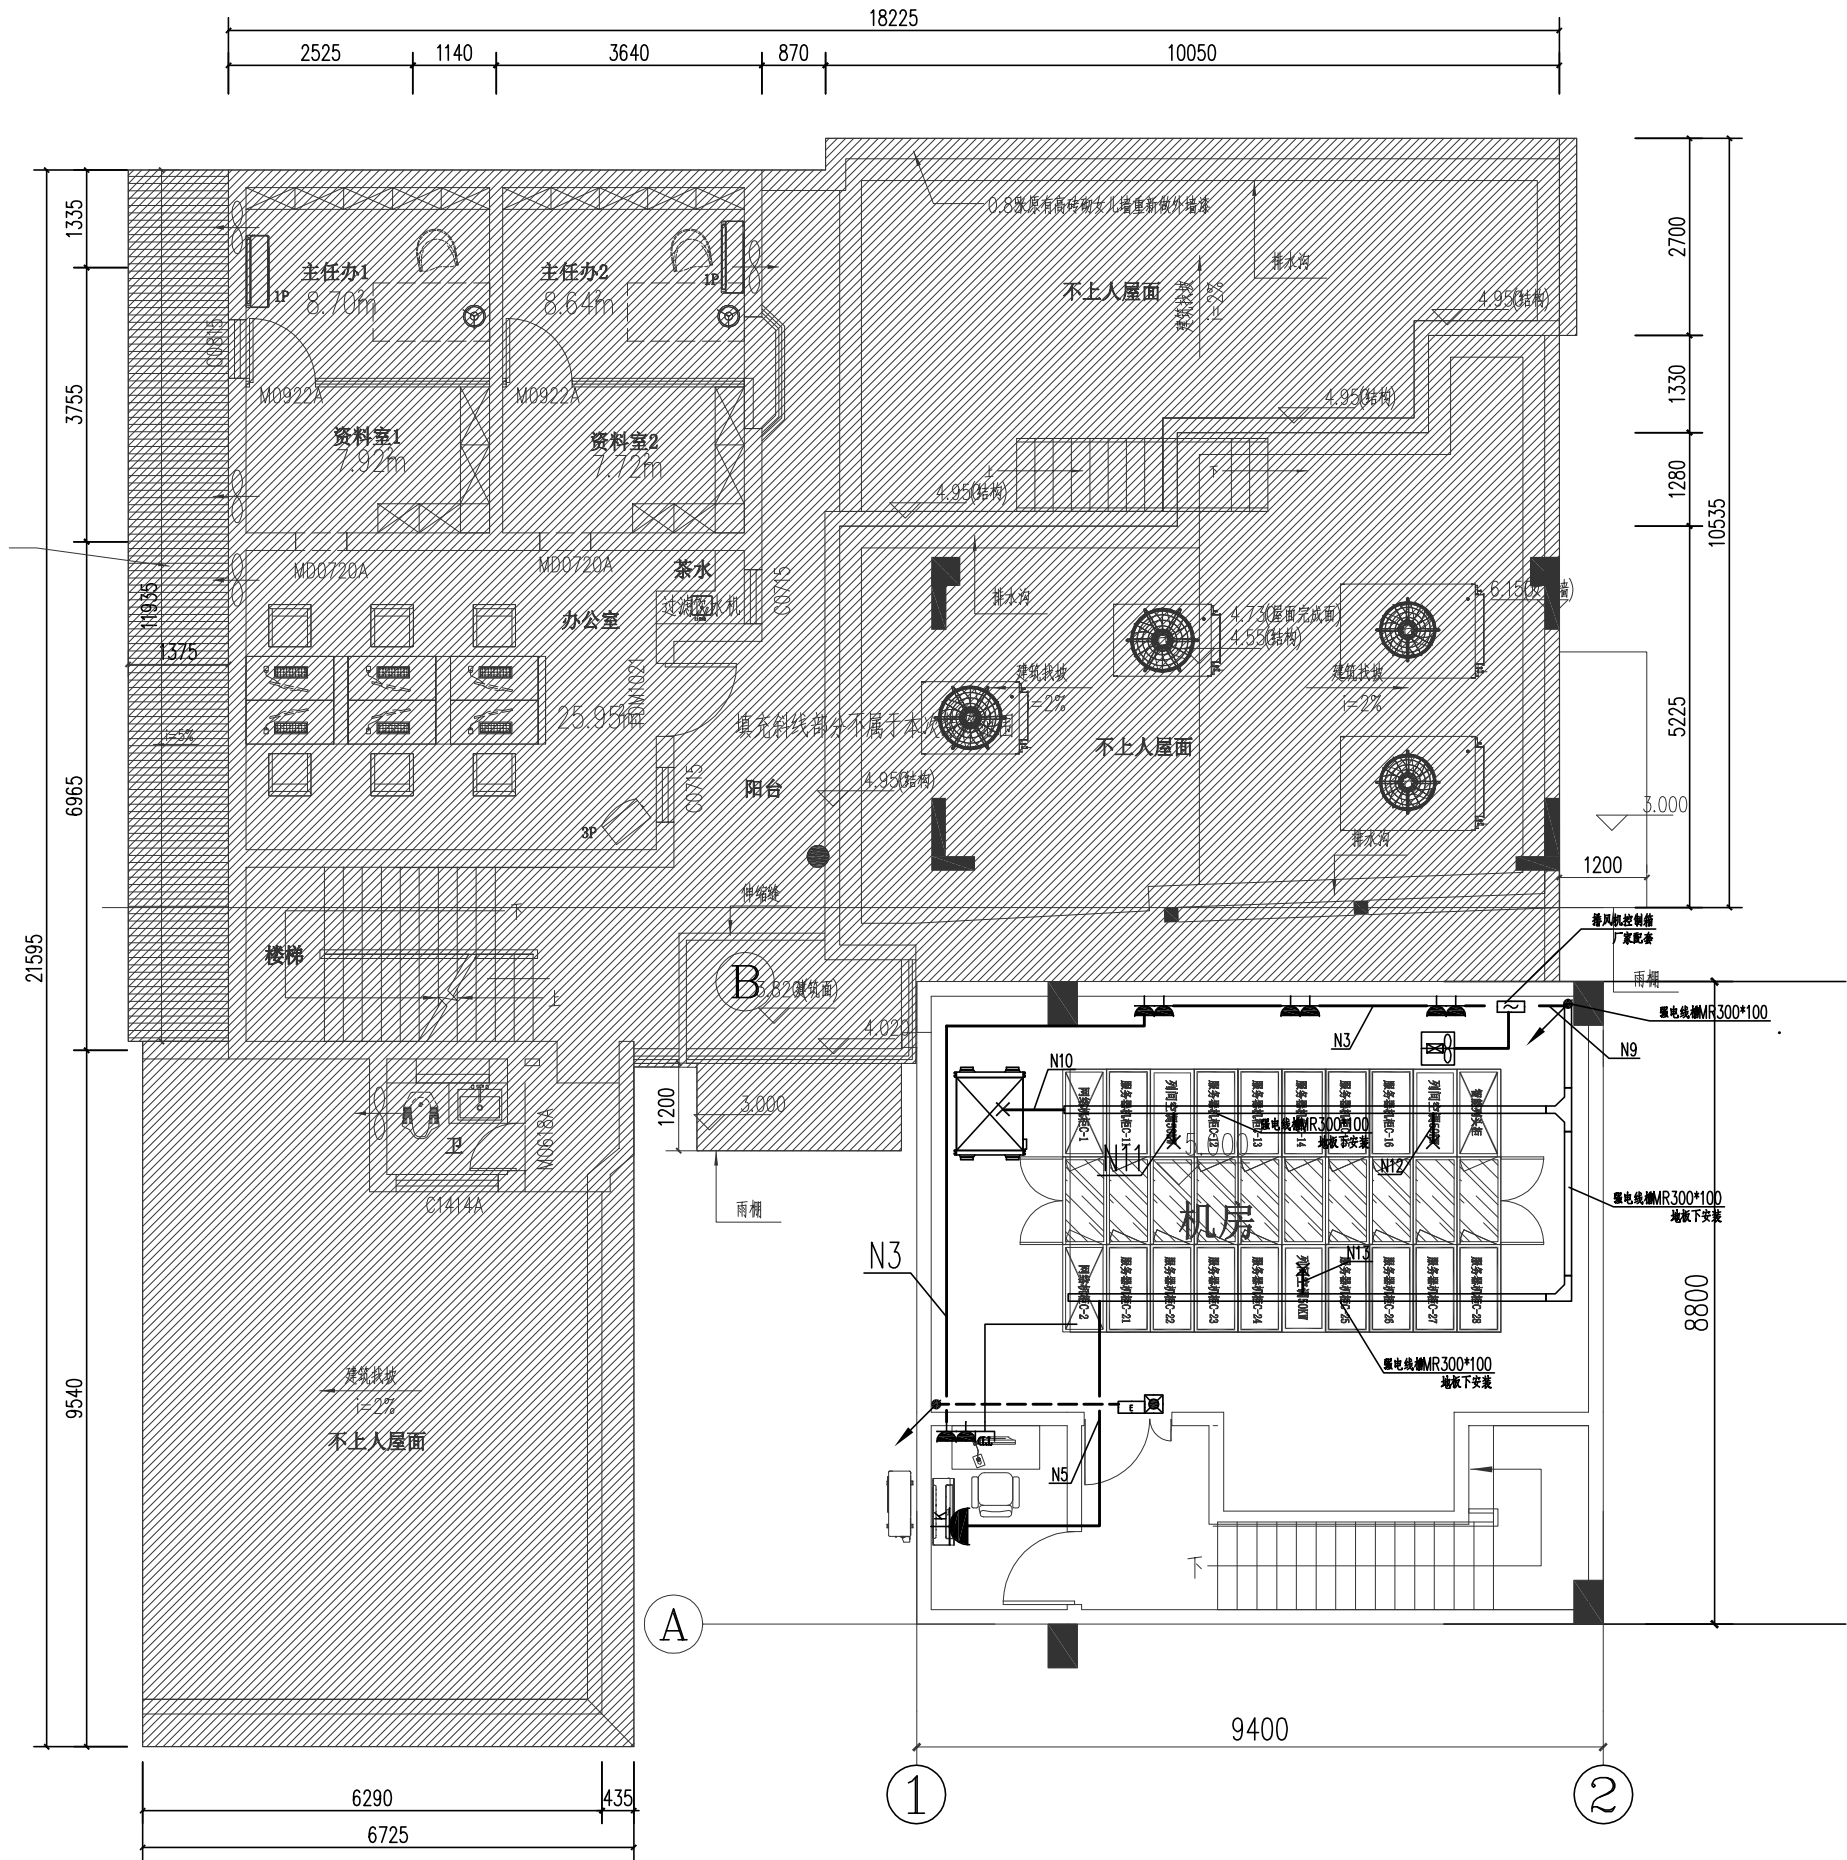

二层配电平面图 1:100

序号	图例	设备名称	型号及规格	数量	单位	备注
1		疏散出口标志灯	36V, LED光源1W, 4000K	按需	个	门框上方0.2m 壁装 巡检、常亮、频闪 持续型, 光通量>80lm/W
2		壁装型集中电源疏散照明灯(A型)	36V, LED光源3W, 4000K	按需	个	底标高h=2.4m 应急照明、巡检、开灯、灭灯 应急用, 光通量>80lm/W
3		单相二、三孔安全型插座	~250V 10A	按需	个	暗装, 电井内底标高h=0.5m, 其他未标注底标高h=0.3m
4		单相二、三孔安全型插座	~250V 10A	按需	个	暗装, 未标注底标高h=2.2m



一方设计集团有限公司
Yifang Design Group Co., Ltd

- 建筑行业(建筑工程)甲级 证书编号: A144016429
- 市政行业(道路工程)甲级 证书编号: A244016426
- 市政行业(给水工程、排水工程、桥梁工程)乙级 证书编号: A244016426
- 风景园林工程设计专项乙级 证书编号: A244016426
- 公路行业(公路)专业乙级 证书编号: A144016429
- 工程勘察(岩土)甲级 证书编号: B244016426
- 工程测量乙级 证书编号: 乙测资字44511271
- 城乡规划编制甲级 证书编号: 自资规甲字24440816
- 工程造价咨询(不分级) 证书编号: 乙测资字44511271
- 工程咨询 备案编号: 91441702722409262F-19
- 房屋建筑工程监理甲级 证书编号: E144016429
- 市政公用工程监理甲级 证书编号: E244016426
- 建筑工程施工总承包一级 证书编号: D244257450

不可按图纸(含CAD文件)量取尺寸。所有尺寸均须通过放样确定。未经同意不得使用、泄露、散布或复制本文
仿及其资料 FROM DRAWING(INCLUDING CAD FILES)
ALL DIMENSIONS MUST BE VERIFIED ON SITE. NO USE, DISCLOSURE, DISSEMINATION OR DUPLICATION OF ANY CONTENT IN THIS DOCUMENT IS ALLOWED WITHOUT PRIOR CONSENT.

本图修改记录
REVISION REMARK

修改日期
REVISION DATE

修改原因
REVISION REASON

单位出图专用章 | STAMP OF DESIGN FIRM(S)

注册建筑师执业专用章 | STAMP OF REGISTERED ARCHITECT(S)

设计签署
DESIGN SIGNATURE

审 定: APPROVED BY	林立文	林文
项目总负责: PROJECT DIRECTOR	李莹	李莹
审 核: REVIEWED BY	朱文娟	朱文娟
专业负责: ENGINEER IN CHARGE	朱文娟	朱文娟
校 对: CHECKED BY	李支柏	李支柏
设 计: DESIGNED BY	冯新锋	冯新锋

建 设
单 位
CLIENT

江门市人民医院

工 程
名 称
PROJECT

江门市人民医院信息科
机房建设工程

单项名称
SUBPROJECT

图 纸
内 容
TITLE

二层配电平面图

设 计 号
PROJECT NO.

图 别
DRAWING TYPE

电 施
图 号
DRAWING NO.

DS-04

图 幅
MAP

A2
设计阶段
STAGE

施工图

版 本 号
INDEX

01
日 期
STAGE

2026.05

注明:本图纸在未取得政府相关主管部门批准(如规划部门、消防部门)及施工图审查单位合格证前,不得用于施工。 本专业联系人: 某 某 TEL: