
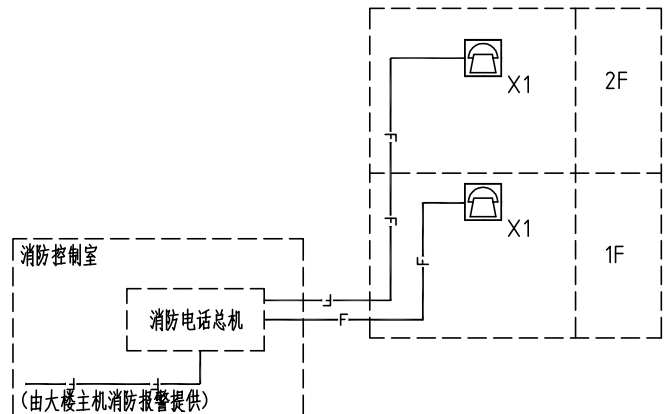
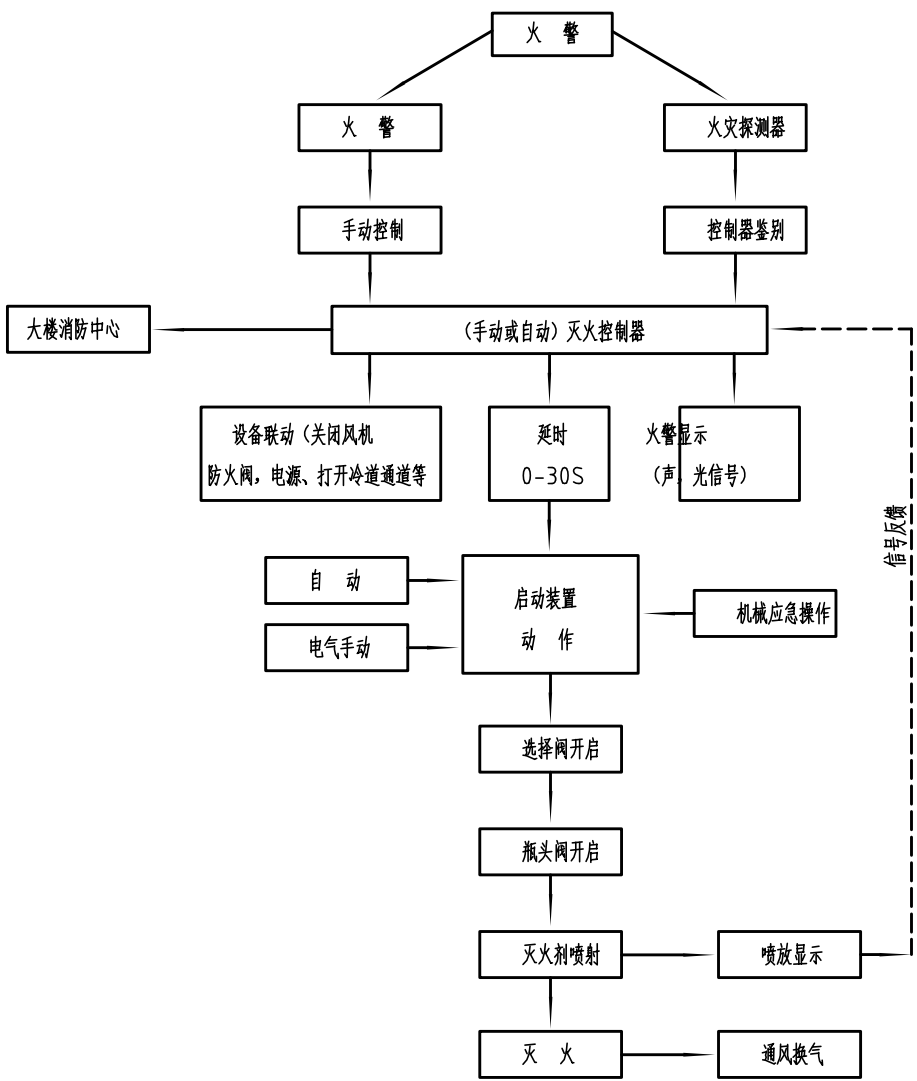


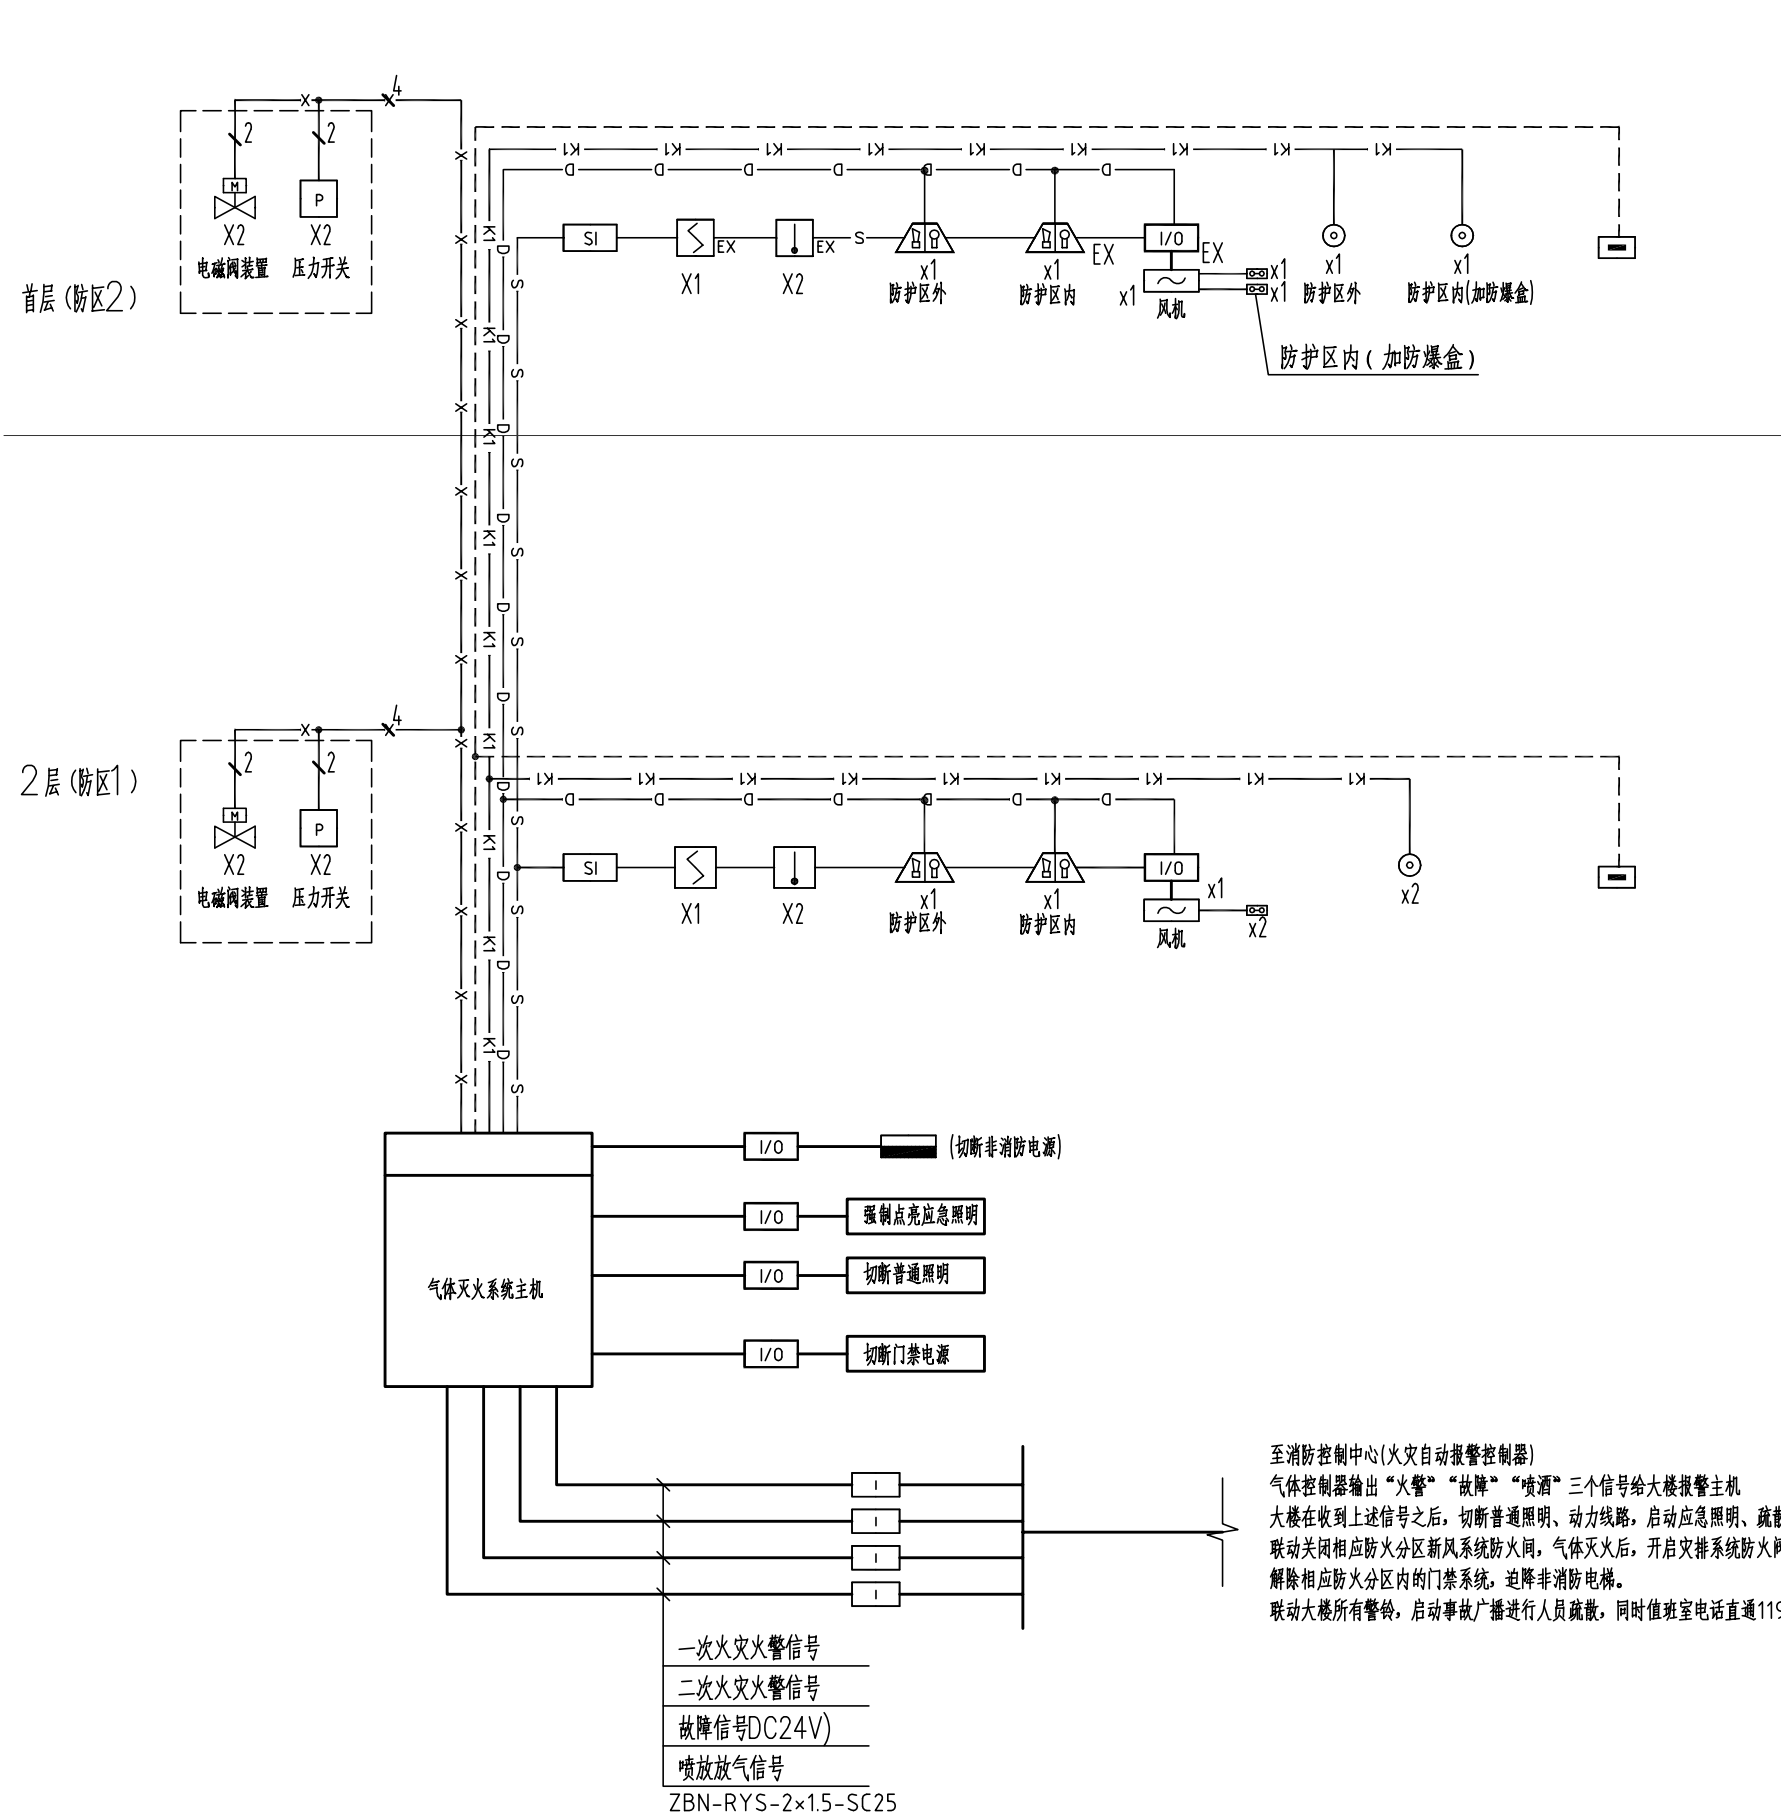

消防专用电话的设置：
消防专用电话网络为独立的消防通信系统。
本工程独立设置消防专用电话系统，采用总线制消防电话系统。
本式设计于气体灭火系统操作装置等处设置消防专用电话分机。
在消防控制室设置可直接报警的外线电话，并与消防局119无线报警台联网，及时通报有关火情灾情。

一方设计集团

Yifang Design Group Co., Ltd

■ 建筑行业(建筑工程)甲级 证书编号: A144016429

■ 市政行业(道路工程)甲级 证书编号: A244016426

■ 市政行业(给水工程、排水工程、桥梁工程)乙级 证书编号: A244016426

■ 公路行业(公路)专业乙级 证书编号: A144016429

■ 工程勘察(岩土)甲级 证书编号: B244016426

■ 工程测量乙级 证书编号: 乙测资字44511271

■ 城乡规划编制甲级 证书编号: 自资规甲字24440816

■ 工程造价咨询(不分级) 证书编号: 乙测资字44511271

■ 工程咨询 备案编号: 91441702722409262F-19

■ 房屋建筑工程监理甲级 证书编号: E144016429

■ 市政公用工程监理甲级 证书编号: B244016426

■ 建筑工程施工总承包一级 证书编号: D244257450

不可按图纸(含CAD文件)量取尺寸。所有尺寸均须通过放样确定。未经同意不得使用、泄露、散布或复制本文档及其资料。 ALL DIMENSIONS MUST BE VERIFIED ON SITE. NO USE, DISCLOSURE, DISSEMINATION OR DUPLICATION OF ANY CONTENT IN THIS DOCUMENT IS ALLOWED WITHOUT PRIOR CONSENT.

本图修改记录
REVISION REMARK

修改日期 REVISION DATE	修改原因 REVISION REASON

单位出图专用章 | STAMP OF DESIGN FIRM(S)

注册建筑师执业专用章 | STAMP OF REGISTERED ARCHITECT(S)

设计签署
DESIGN SIGNATURE

审 定: APPROVED BY	林立文	林政
项目总负责: PROJECT DIRECTOR	李莹	李莹
审 核: REVIEWED BY	朱文娟	朱文娟
专业负责: ENGINEER IN CHARGE	朱文娟	朱文娟
校 对: CHECKED BY	李支柏	李支柏
设 计: DESIGNED BY	冯新锋	冯新锋

建 设
单 位
CLIENT

江门市人民医院

工 程
名 称
PROJECT

江门市人民医院信息科
机房建设工程

单 项 名 称
SUBPROJECT

图 纸
内 容
TITLE

气体灭火系统图

设 计 号
PROJECT NO.

图 别 DRAWING TYPE	电 施	图 号 DRAWING NO.	DS-07
图 幅 MAP	A2	设计阶段 STAGE	施工图
版 本 号 INDEX	01	日 期 STAGE	2026.05

序号	图例	设备名称	安装方式	数量	备 注	1	—s—	气体防护单元报警回路总线	WDZAN-RYS-2x1.5	米	按需	暗敷JDG25管
1		气体灭火控制器(联动型)	壁挂	按需		2	—d—	DC24V电源线	干线:WDZAN-BYJ-2x4.0 支线:WDZAN-BYJ-2x2.5	米	按需	暗敷JDG25管
2		感烟火灾探测器	吸顶安装	按需		3	—	气体灭火控制器通信总线+DC24V电源线	WDZAN-RYS-2x1.5 WDZAN-BYJ-2x2.5	米	按需	暗敷JDG25管
3		感温火灾探测器	吸顶安装	按需		4	—e—	消防应急广播总线	WDZAN-RYS-2x1.5	米	按需	暗敷JDG25管
4		智能感烟火灾探测器(防爆型)	吸顶安装	按需		5	—f—	消防电话总线	WDZAN-RYS-2x1.5	米	按需	暗敷JDG25管
5		智能感温火灾探测器(防爆型)	吸顶安装	按需		6	—k1—	紧急启停按钮控制线	WDZAN-KYY-4x1.5	米	按需	暗敷JDG25管
6		火灾声光报警器	壁挂,底边距H200mm	按需		7	----	气体喷放指示灯控制线	WDZAN-KYY-2x1.5	米	按需	暗敷JDG25管
7		火灾声光报警器(防爆型)	壁挂,底边距H200mm	按需		8	—x—	电磁阀控制线 压力信号线	WDZAN-KYY-2x1.5	米	按需	暗敷JDG25管
8		放气指示灯	吸顶安装	按需								
9		消防电话分机	壁挂,H+1.4m	按需								
10		手动/自动转换装置及紧急启停按钮 (带工作状态显示功能)	壁挂,H+1.4m	按需 按需								
11		输入输出模块		按需								
12		单输入、输出模块		按需								

说明: 1、电气图例表为本层建筑完成面高度,距地指距建筑完成面。设备的安装高度均指底盒底边高度。
2、未集中设置的模块附近应有尺寸不小于100mm*100mm的标识。
3、储油间、电池室等场所的电气采用防爆材料。
4、电气施工应符合国家及当地有关规程及规范。
5、带“EX”字样的设备表示防爆型产品。

注: 1. 消防系统管线一律采用厚壁钢管壁厚(1.5mm)暗敷。
2. 图中所有管线除标注外,均以下列线型说明为准(单位: m/ft)。

联动关系表

防 护 区	系统联动条件	火灾确认之后需要联动的其它专业系统	信号形式	联动气体控制主机
对应火灾气体灭火分区	防护区内两种探测器都发出火警信号紧急	切断普通照明电源 切断普通照明电源 切断新排风机电源 启动疏散指示照明	干接点	对应气体灭火控制器
	启动灭火系统之后	关闭新风机防火阀 解除防护区门禁系统		
	人工机械启动灭火系统之后			

注明:本图纸在未取得政府相关主管部门批准(如规划部门、消防部门)及施工图审查单位合格证前,不得用于施工。 本专业联系人: 某 某 TEL: