


暖通	给排水	工艺	自控
建筑	结构	电气	通讯

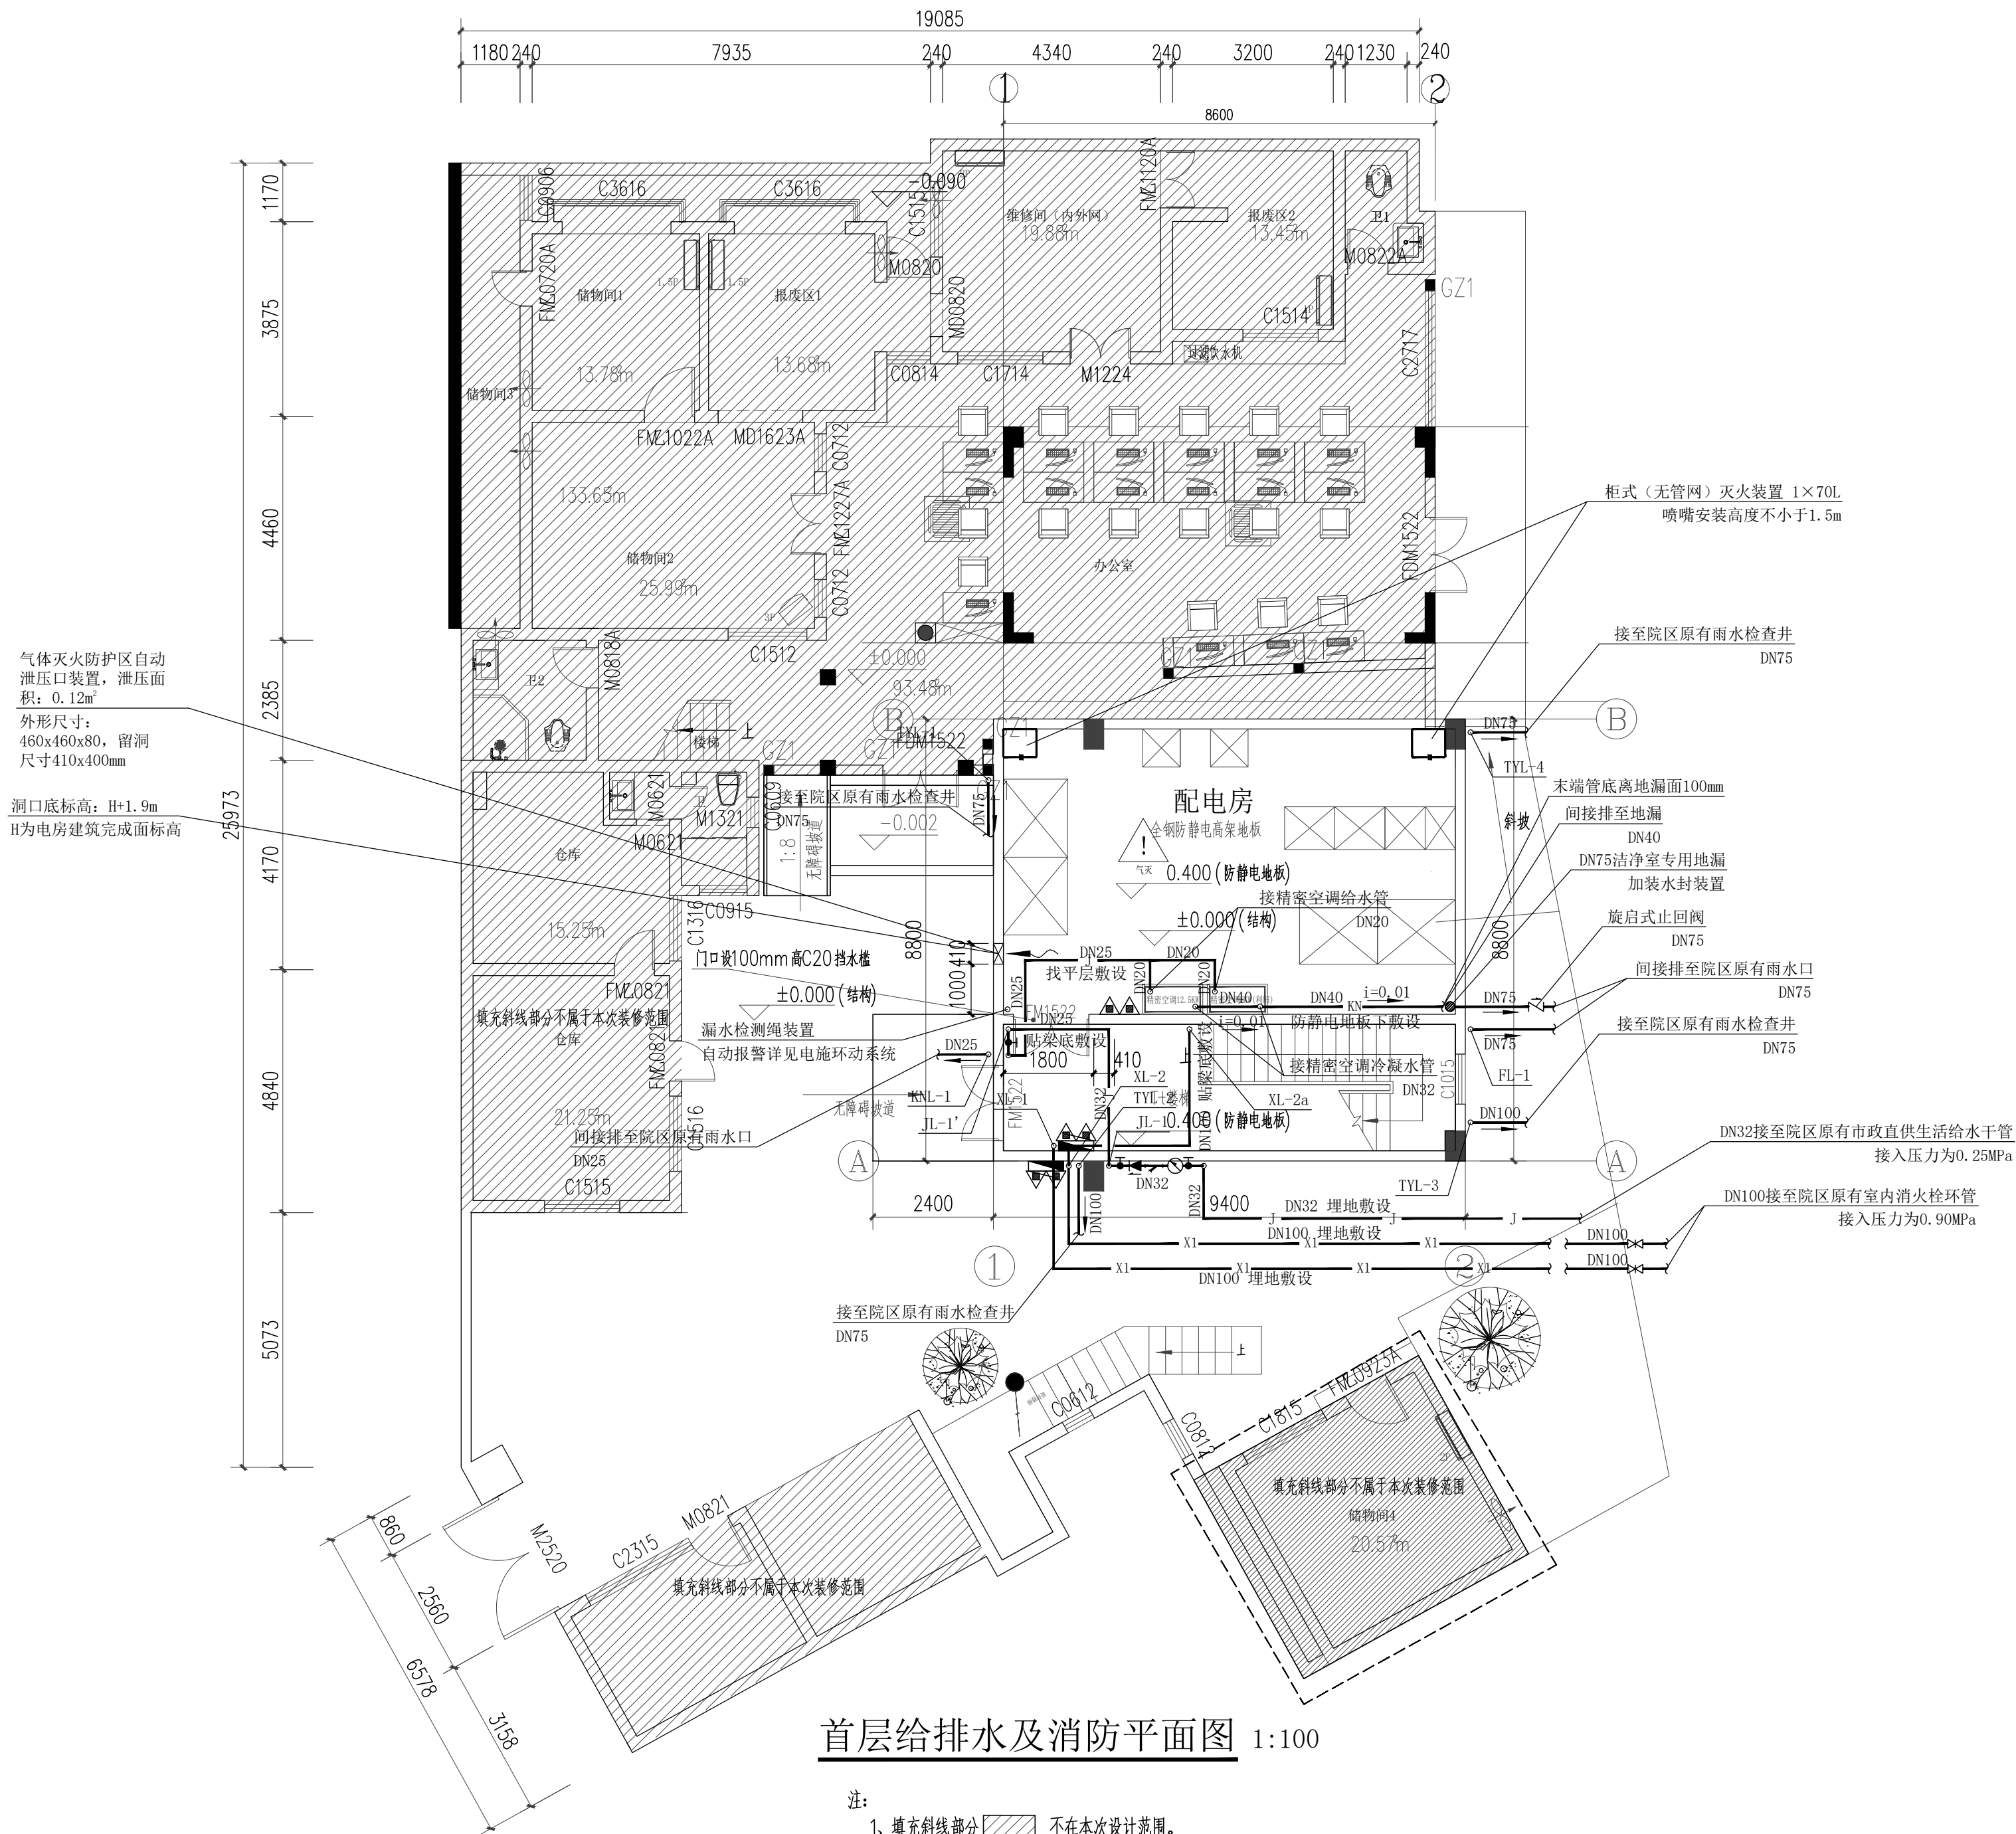

首层给排水及消防平面图 1:100

- 注:
- 填充斜线部分 不在本次设计范围。
 - 配电房内及其周边灭火器显眼部位应设置操作警示标识(防触电标识): 带电设备电压超过1kV且灭火时不能断电的场所不应使用灭火器带电扑救。



一方设计集团有限公司
Yifang Design Group Co., Ltd

- 建筑行业(建筑工程)甲级 证书编号: A144016429
- 市政行业(道路工程)甲级 证书编号: A244016426
- 市政行业(给水工程、排水工程、桥梁工程)乙级 证书编号: A244016426
- 风景园林工程设计专项乙级 证书编号: A144016429
- 公路行业(公路)专业乙级 证书编号: B244016426
- 工程勘察(岩土)甲级 证书编号: B244016426
- 工程测量乙级 证书编号: B244016426
- 城乡规划编制甲级 证书编号: 自资规甲字24440816
- 工程造价咨询(不分级) 证书编号: 91441702722409262F-19
- 工程咨询 证书编号: E144016429
- 房屋建筑工程监理甲级 证书编号: E244016426
- 市政公用工程监理甲级 证书编号: D244257450
- 建筑工程施工总承包一级

不可按图纸(含CAD文件)量取尺寸。所有尺寸均须通过放样确定。未经同意不得使用、泄露、散布或复制本文。
ALL DIMENSIONS MUST BE VERIFIED ON SITE. NO USE, DISCLOSURE, DISSEMINATION OR DUPLICATION OF ANY CONTENT IN THIS DOCUMENT IS ALLOWED WITHOUT PRIOR CONSENT.

本图修改记录
REVISION REMARK

修改日期 REVISION DATE	修改原因 REVISION REASON
-----------------------	-------------------------

单位出图专用章 | STAMP OF DESIGN FIRM(S)

注册建筑师执业专用章 | STAMP OF REGISTERED ARCHITECT(S)

设计签署
DESIGN SIGNATURE

审定: APPROVED BY	林立文	林文
项目负责: PROJECT DIRECTOR	李莹	李莹
审核: REVIEWED BY	蔡和建	蔡和建
专业负责: ENGINEER IN CHARGE	蔡和建	蔡和建
校对: CHECKED BY	莫建斌	莫建斌
设计: DESIGNED BY	郭永宜	郭永宜

建设单位 CLIENT	江门市人民医院		
项目 总称 PROJECT	江门市人民医院信息科机房建设工程		
工程名称 SUBPROJECT			
图 纸 内 容 TITLE	首层给排水及消防平面图		
设计号 PROJECT NO.	YFJM-JZ-2024003		
图 别 DRAWING TYPE	给排水	图 号 DRAWING NO.	S-01
图 幅 MAP	A2	设计阶段 STAGE	施工图
版本号 INDEX	01	日 期 STAGE	2026.05

注明:本图纸在未取得政府相关主管部门批准(如规划部门、消防部门)及施工图审查单位合格证前,不得用于施工。